


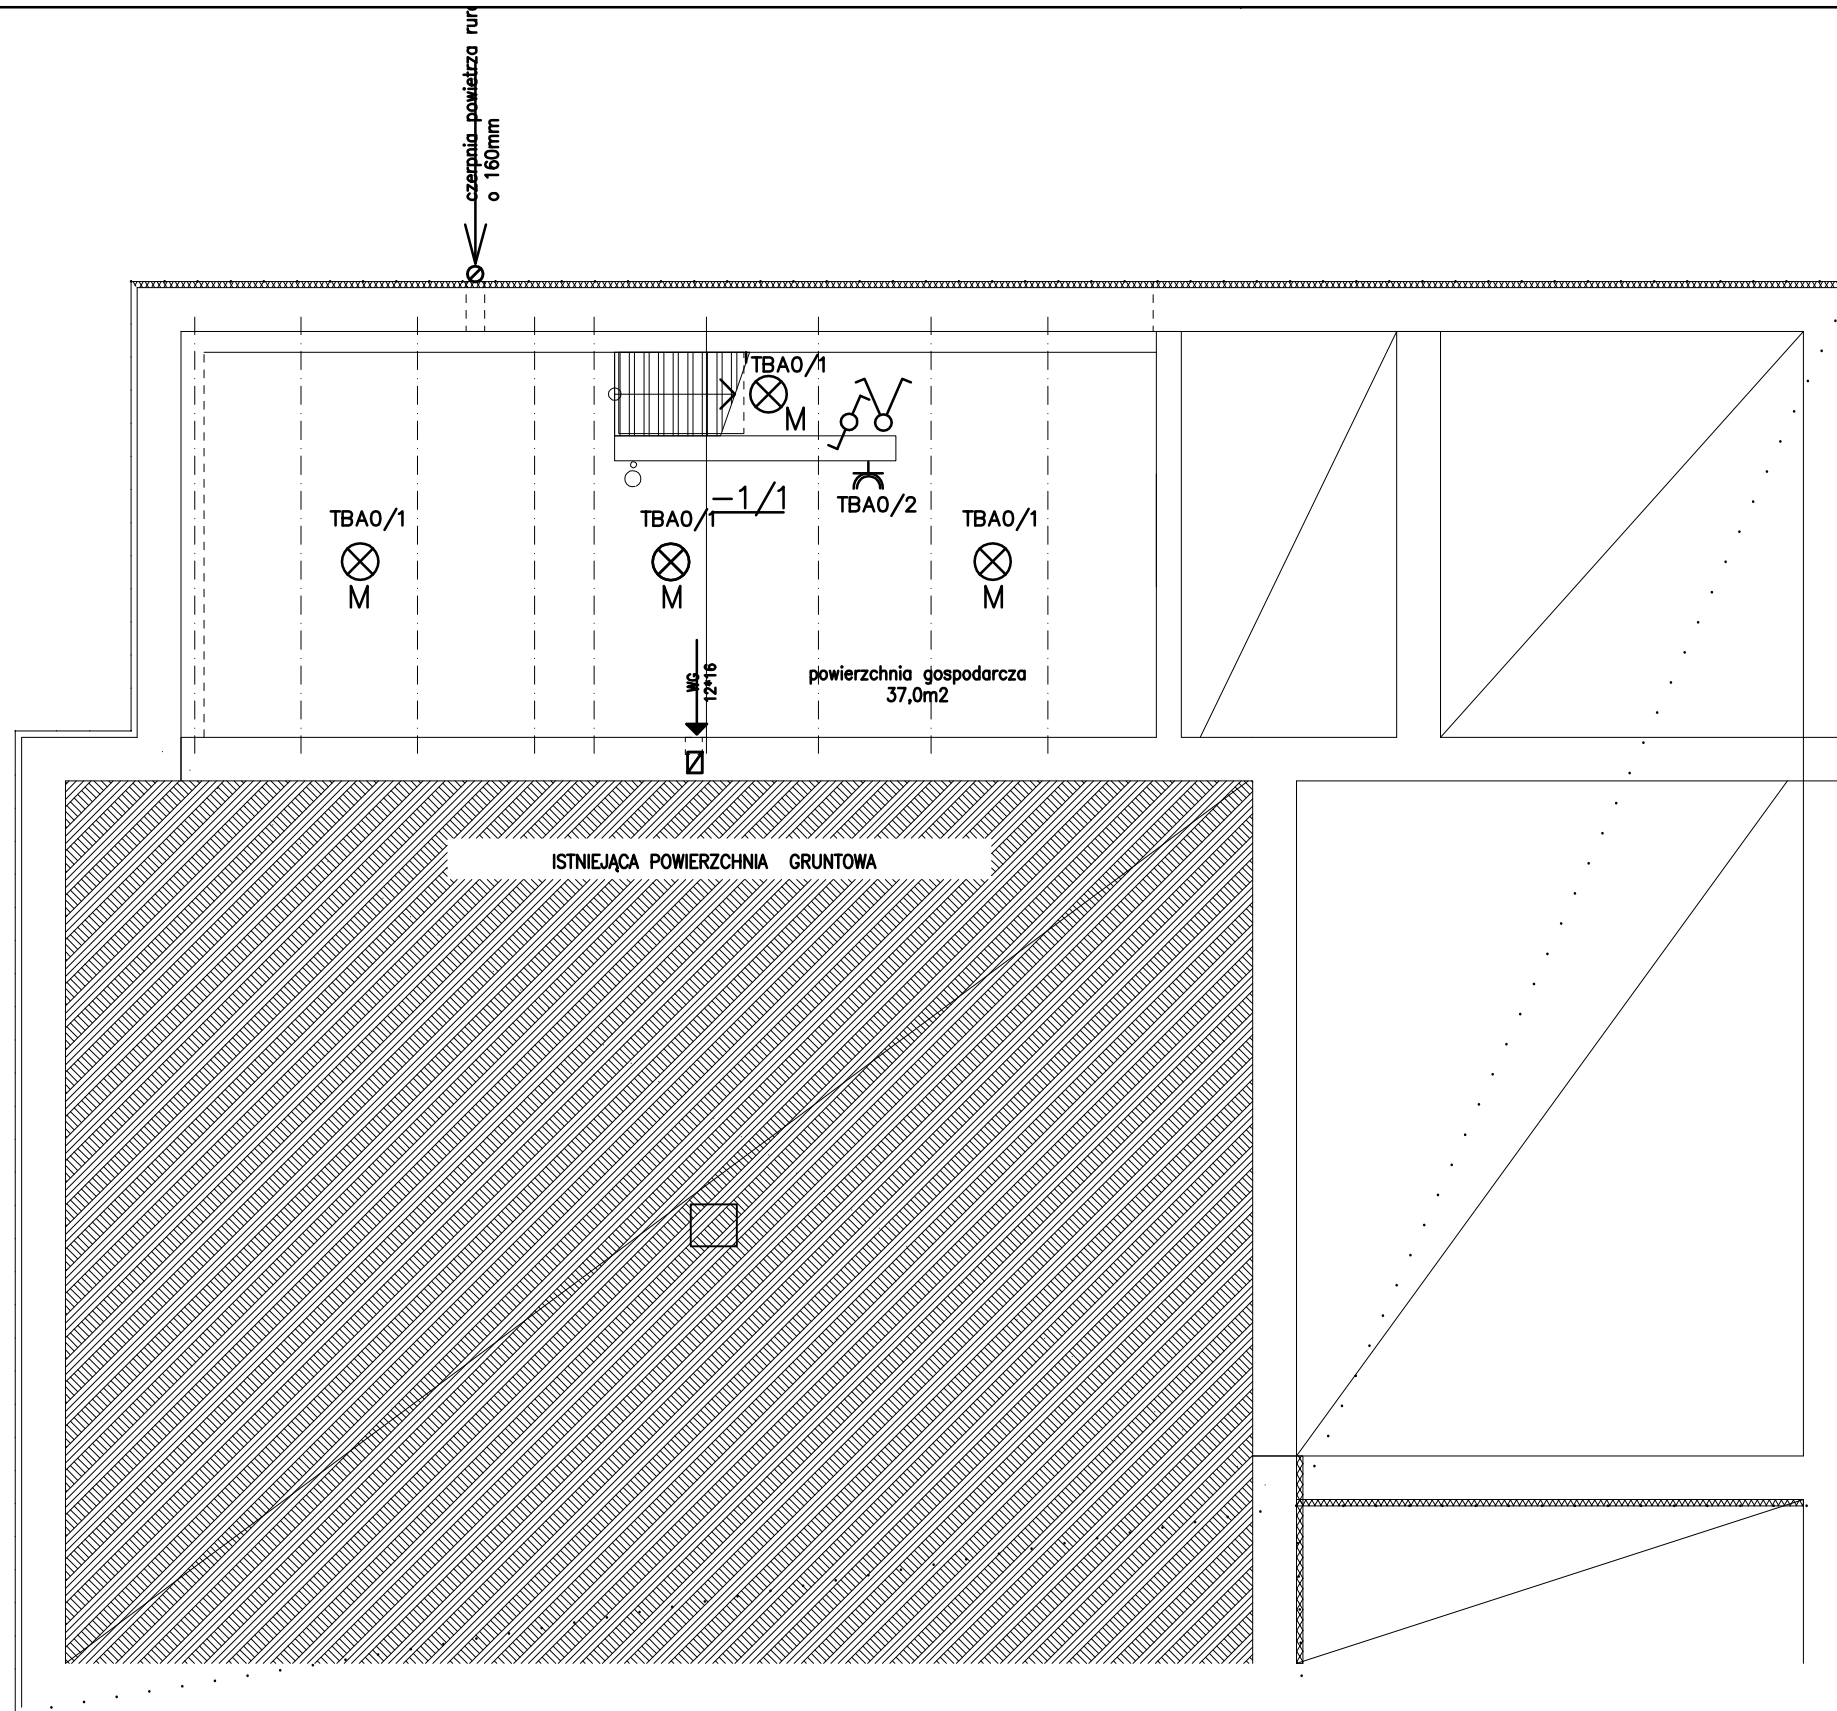

OBIEKT: PRZEBUDOWA BUDYNKU ŚWIEŁICY WIEJSKIEJ WRAZ ZE ZMIANĄ SPOSOBU UŻYTKOWANIA PIĘTRA ISTN.BUDYNKU USŁUGOWEGO NA LOKALE MIESZKALNE WRAZ Z WEWN. INSTALACJAMI WOD.-KAN. EN. EL. I C.O.		SKALA : 1:50
TYTUŁ RYSUNKU: RZUT PIWNIC INSTALACJE ELEKTRYCZNE WEWNĘTRZNE		BRANZA : ELEKTR.
ADRES BUDOWY : KOLONIA INWALIDZKA, dz.ewid. nr 152/2, 91/2, 90, 88		
INWESTOR : GMINA KUNÓW 27 – 415 KUNÓW , ul. Warszawska 45b		
PROJEKTANT OBIEKTU :		NR UPRAWNIEN BUD.
INST. ELEKTRYCZNE		PODPIS :
PROJEKTANT: MAREK DOMALSKI		KL 43/89 SWK/0119/ PWOE/13
SPRAWDZIŁ: WOJCIECH SĄDŁOŚ		
OPRACOWANIE – DATA :		RYS. NR :
Ostrowiec Świętokrzyski lipiec 2016r.		E1