


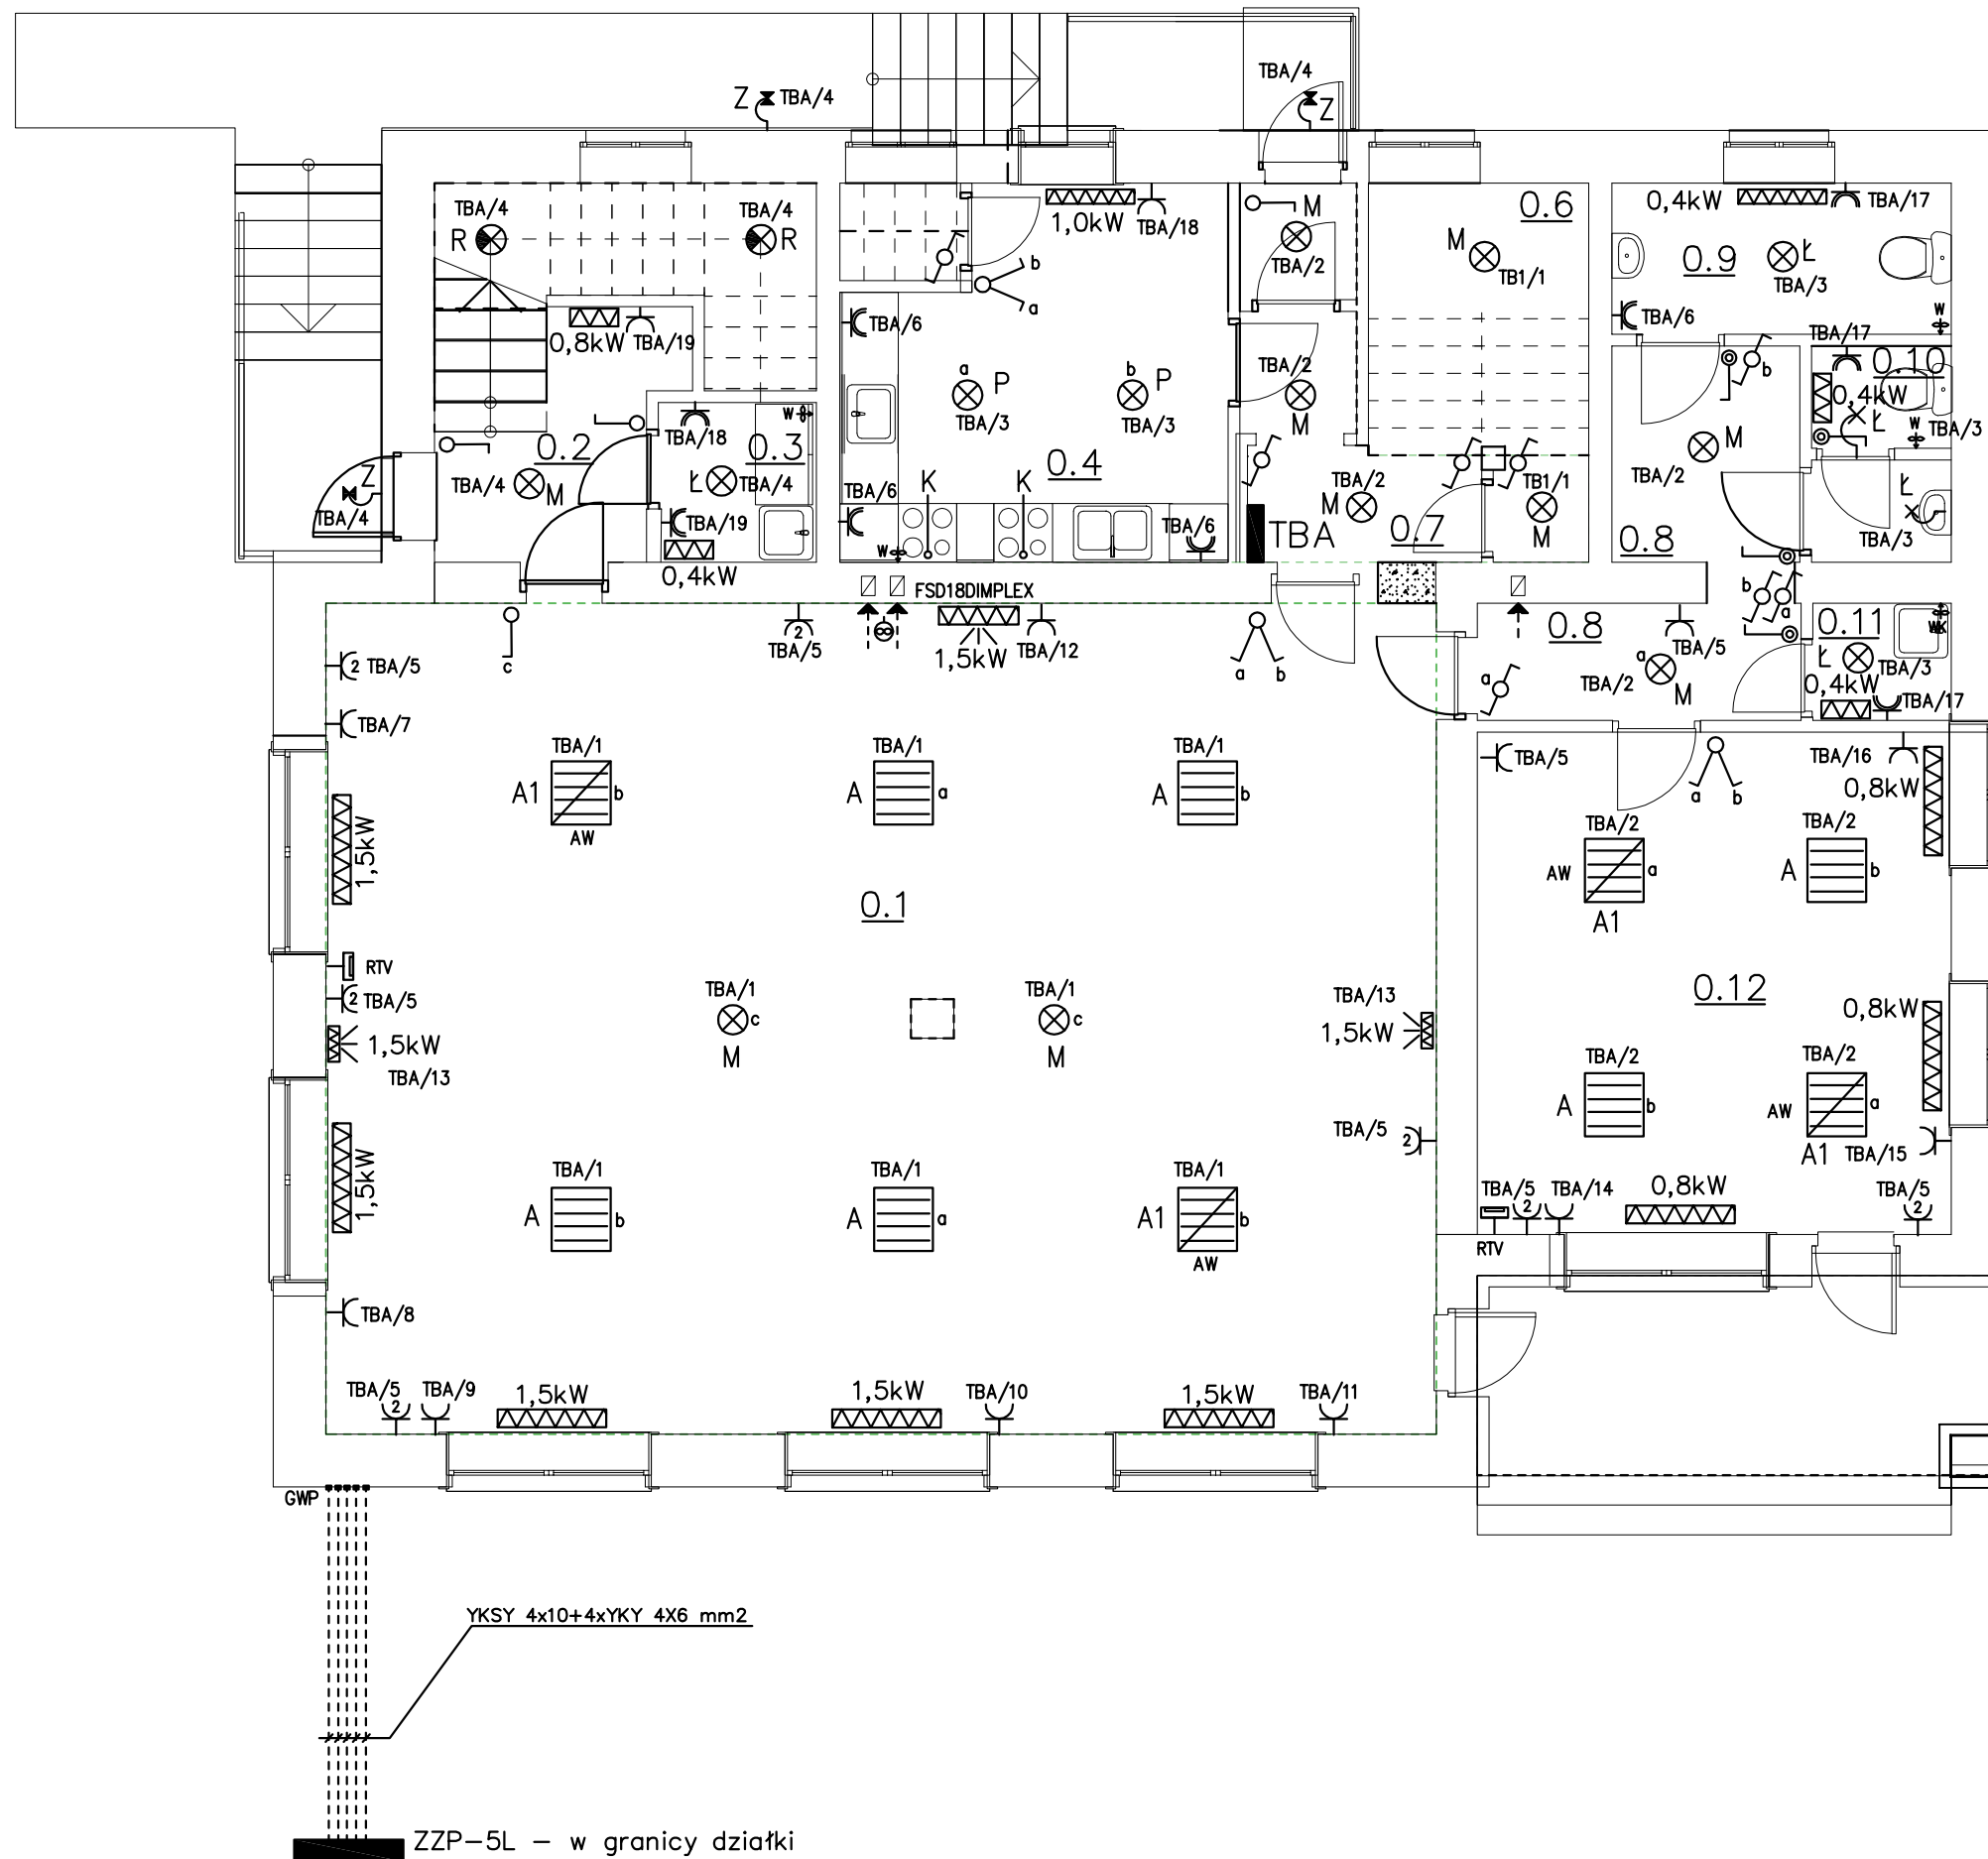

ZESTAWIENIE POMIESZCZEŃ :

0.1 ISTN. POW.UŻYTKOWA (sala świetlicy wiejskiej).....	97,60
0.2 korytarz/kl.schod.....	12,13
0.3 pralnia.....	3,10
0.4 zaplecze kuchenne.....	12,65
0.5 korytarz.....	2,64
0.6 kl. schodowa/koryt.....	9,25
0.7 schowek gospod.....	2,55
0.8 przeds.....	8,70
0.9 WC dla niepełnospr.....	5,40
0.10 WC ogólnodost.....	3,00
0.11 pom. porządk.....	1,70
0.12 salka urodzinowa(pod wynajem).....	25,18

Legenda:

- A – oprawa 4x18W z kloszem
- A1 – oprawa 4x18W AW z kloszem
- ×P – oprawa 2x60W plafoniera
- ⊗M – oprawa 1x60W plafoniera
- ⌞L – oprawa 1x60W plafoniera IP-44
- ⌞Z – oprawa LED 20W IP-67 z cz. zmierzchu
- ⊗R – oprawa LED 10W z cz. ruchu i zmierzchu
- ⌞K – wentylator kanałowy 230V
- ⌞ – dzwonek gong 230V
- ⌞ – grzejnik elektryczny 230V
- ⌞ – grzejnik elektryczny 230V z wentylatorem
- ⌞ – tablica bezpiecznikowa
- ⌞ – gniazdo abonackie RTV
- GWP – główny wyłącznik prądu ŁK40IP67
- ⊗ – oprawa ośw. zewn. LED 35W na słupie

OBIEKT: PRZEBUDOWA I ZMIANA SPOSOBU UŻYTKOWANIA ISTN. BUDYNKU ŚWIETLICY NA BUDYNEK USŁUGOWO MIESZKALNY ZE ŚWIETLICĄ WIEJSKĄ WRAZ Z WEWNĘTRZNYMI INSTALACJAMI WOD.-KAN. EN. EL.I C.O.	SKALA : 1:50
TYTUL RYSUNKU: INSTALACJE ELEKTRYCZNE WEWN.	BRANZA : ELEKTR.
ADRES BUDOWY : KOLONIA INWALIDZKA, dz.ewid. nr 152/2, 91/2, 90, 88	
INWESTOR : GMINA KUNÓW 27 – 415 KUNÓW , ul. Warszawska 45b	
PROJEKTANT OBIEKTU : INST. ELEKTRYCZNE PROJEKTANT: SPRAWDZĄCY:	NR UPRAWNIEN KL 43/89 SWK/0119/ PWOE/13
OPRACOWANIE – DATA : Ostrowiec Świętokrzyski lipiec 2016r.	RYŚ. NR : E2