

ZESTAWIENIE POMIESZCZEŃ :

- 1.1. klatka schodowa.....10,90
1.2 korytarz+kl schod.....16,90

LOKAL MIESZKALNY NR 1

- 1.3 korytarz.....7,00
1.4 kuchnia.....5,60
1.5 łazienka.....3,80
1.6 pokój.....7,30
1.7 pokój 2-osobowy.....16,00
.....razem...39,70m2

LOKAL MIESZKALNY NR 2

- 1.8 korytarz.....5,90
1.9 łazienka.....4,80
1.10 kuchnia.....9,00
1.11 pokój 2-osobowy.....16,00
.....razem...35,70m2


- 1.12 schowek.....7,50

LOKAL MIESZKALNY NR 3

- 1.13. korytarz.....7,00
1.14. pokój 2 osobowy.....13,50
1.15. łazienka.....4,00
1.16. kuchnia.....8,00
1.17. pokój 2-osobowy.....19,30
.....razem...51,80m2

- 1.18, klatka schodowa 2.....12,00
1.19. pom. gospodarcze.....17,00
1.20. łazienka.....3,15

POWIERZCHNIA CAŁK.....194,65m2

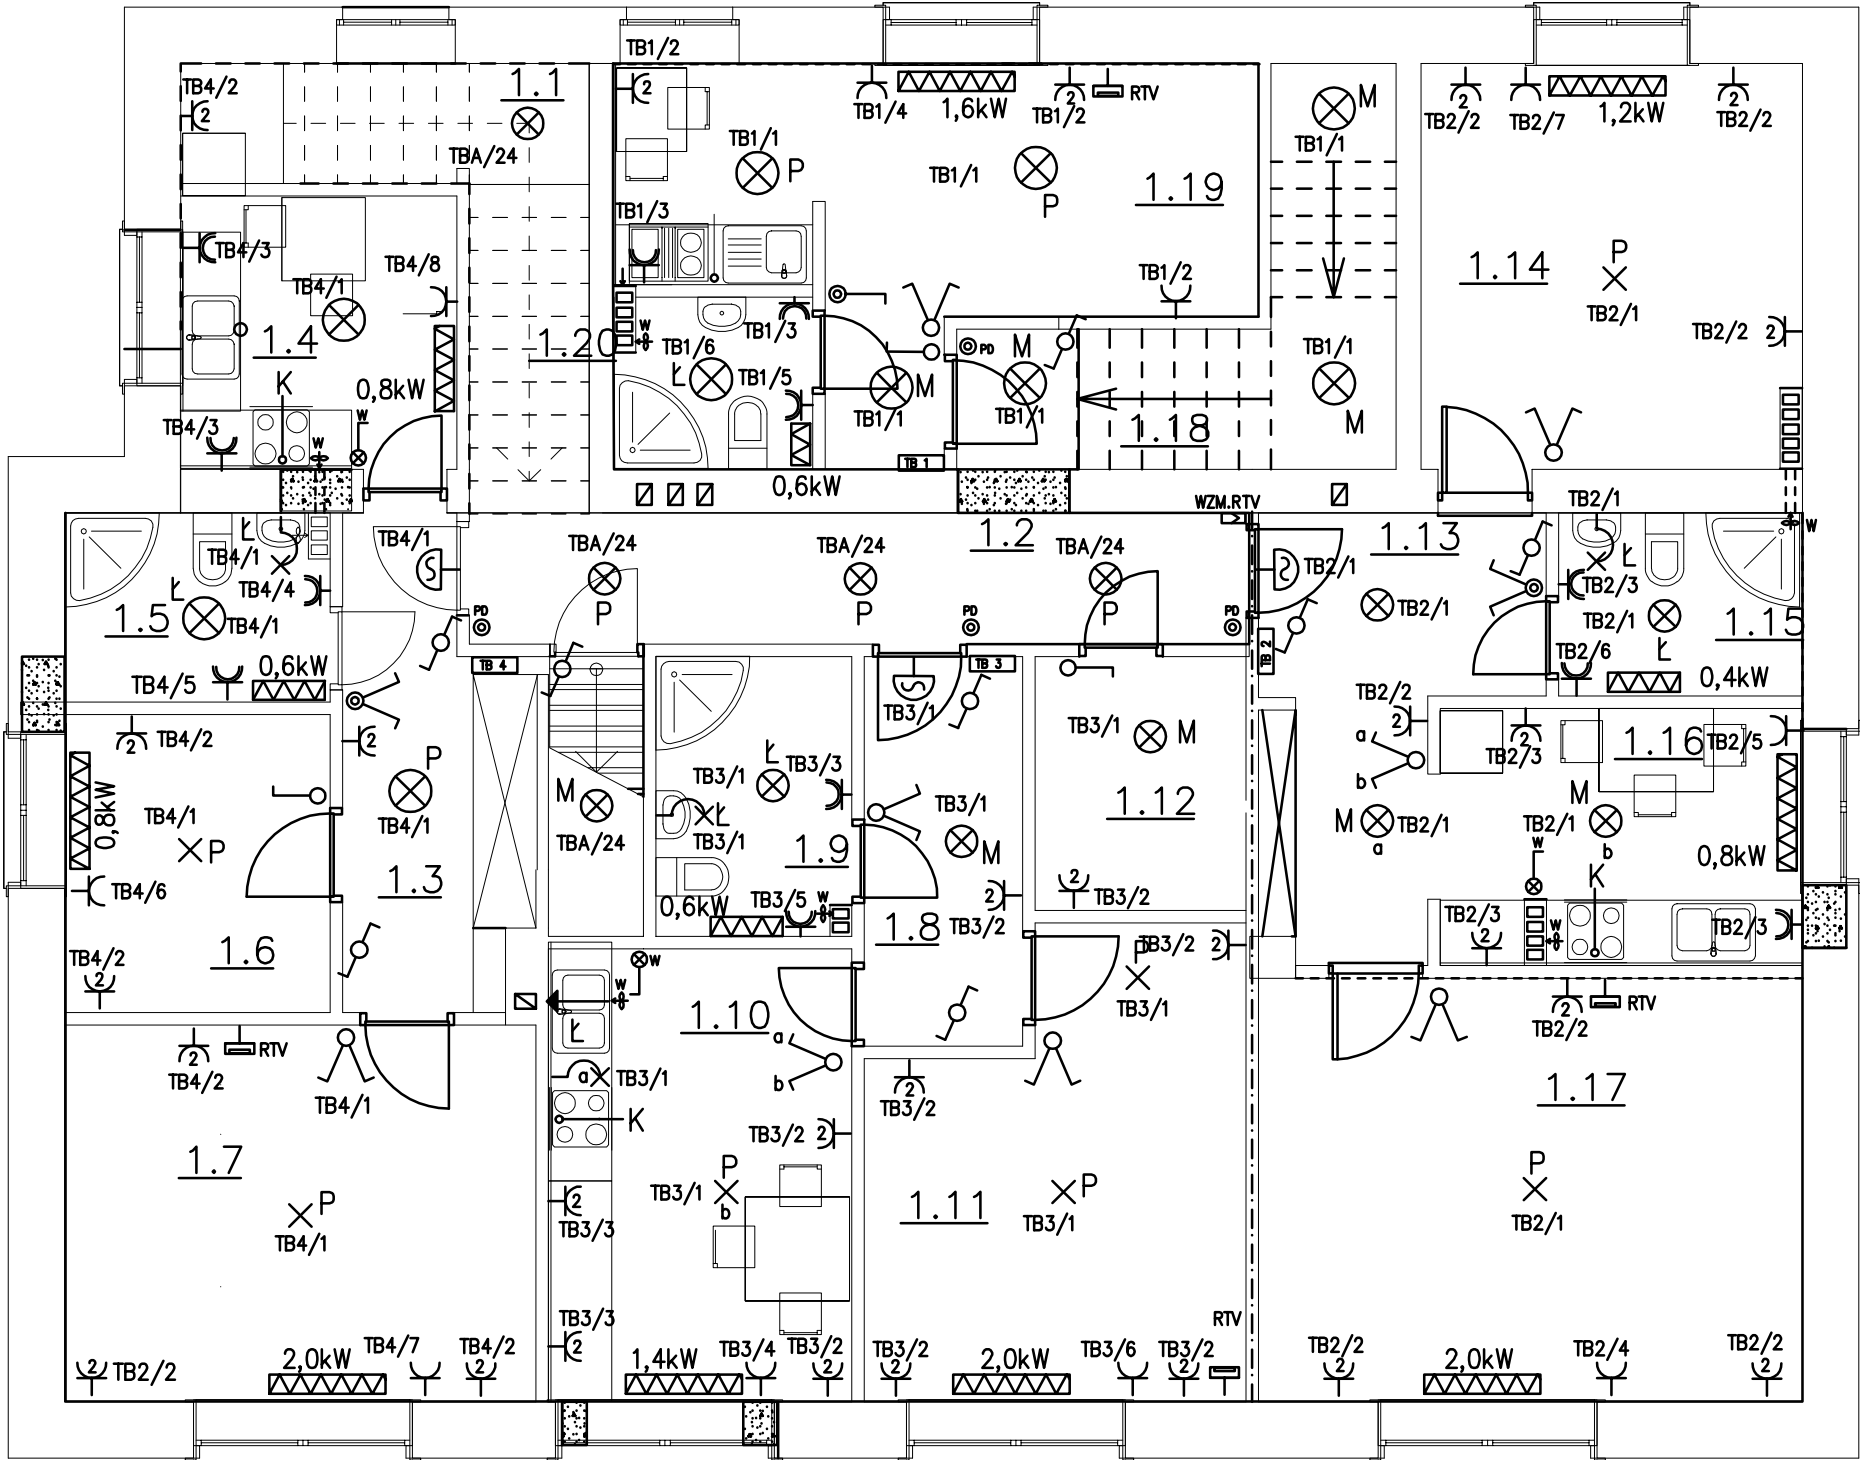

Legenda:

- 8 K – wentylator kanałowy 230V
- ⊗ – dzwonek gong 230V
- ▨ – grzejnik elektryczny 230V
- ⊗P – oprawa 2x60W plafoniera
- ⊗M – oprawa 1x60W plafoniera
- ⊗L – oprawa 1x60W plafoniera IP-44
- ⊗R – oprawa LED 10W z cz. ruchu i zmierzchu
- ⊗ – tablica bezpiecznikowa
- ⊗ – gniazdo abonenckie RTV

OBIEKT: PRZEBUDOWA I ZMIANA SPOSOBU UŻYTKOWANIA ISTN. BUDYNKU ŚWIETLICY NA BUDYNEK USŁUGOWO MIESZKALNY ZE ŚWIETLICĄ WIEJSKĄ WRAZ Z WEWNĘTRZNYMI INSTALACJAMI WOD.-KAN. EN. EL. I C.O.		SKALA : 1:50
TYTUŁ RYSUNKU: RZUT I PIĘTRA INSTALACJE ELEKTRYCZNE WEWNĘTRZNE	BRANZA : ELEKTR.	
ADRES BUDOWY : KOLONIA INWALIDZKA, dz.ewid. nr 152/2, 91/2, 90, 88		
INWESTOR : GMINA KUNÓW 27 – 415 KUNÓW , ul. Warszawska 45b		
PROJEKTANT OBIEKTU :	NR UPRAWNIEN	PODPIS :
INST. ELEKTRYCZNE PROJEKTANT: SPRAWDZIŁ:	MAREK DOMALSKI WOJCIECH SĄDŁOS	KL 43/89 SWK/0119/ PWOE/13
OPRACOWANIE – DATA : Ostrowiec Świętokrzyski lipiec 2016r.		RYS. NR : E3