


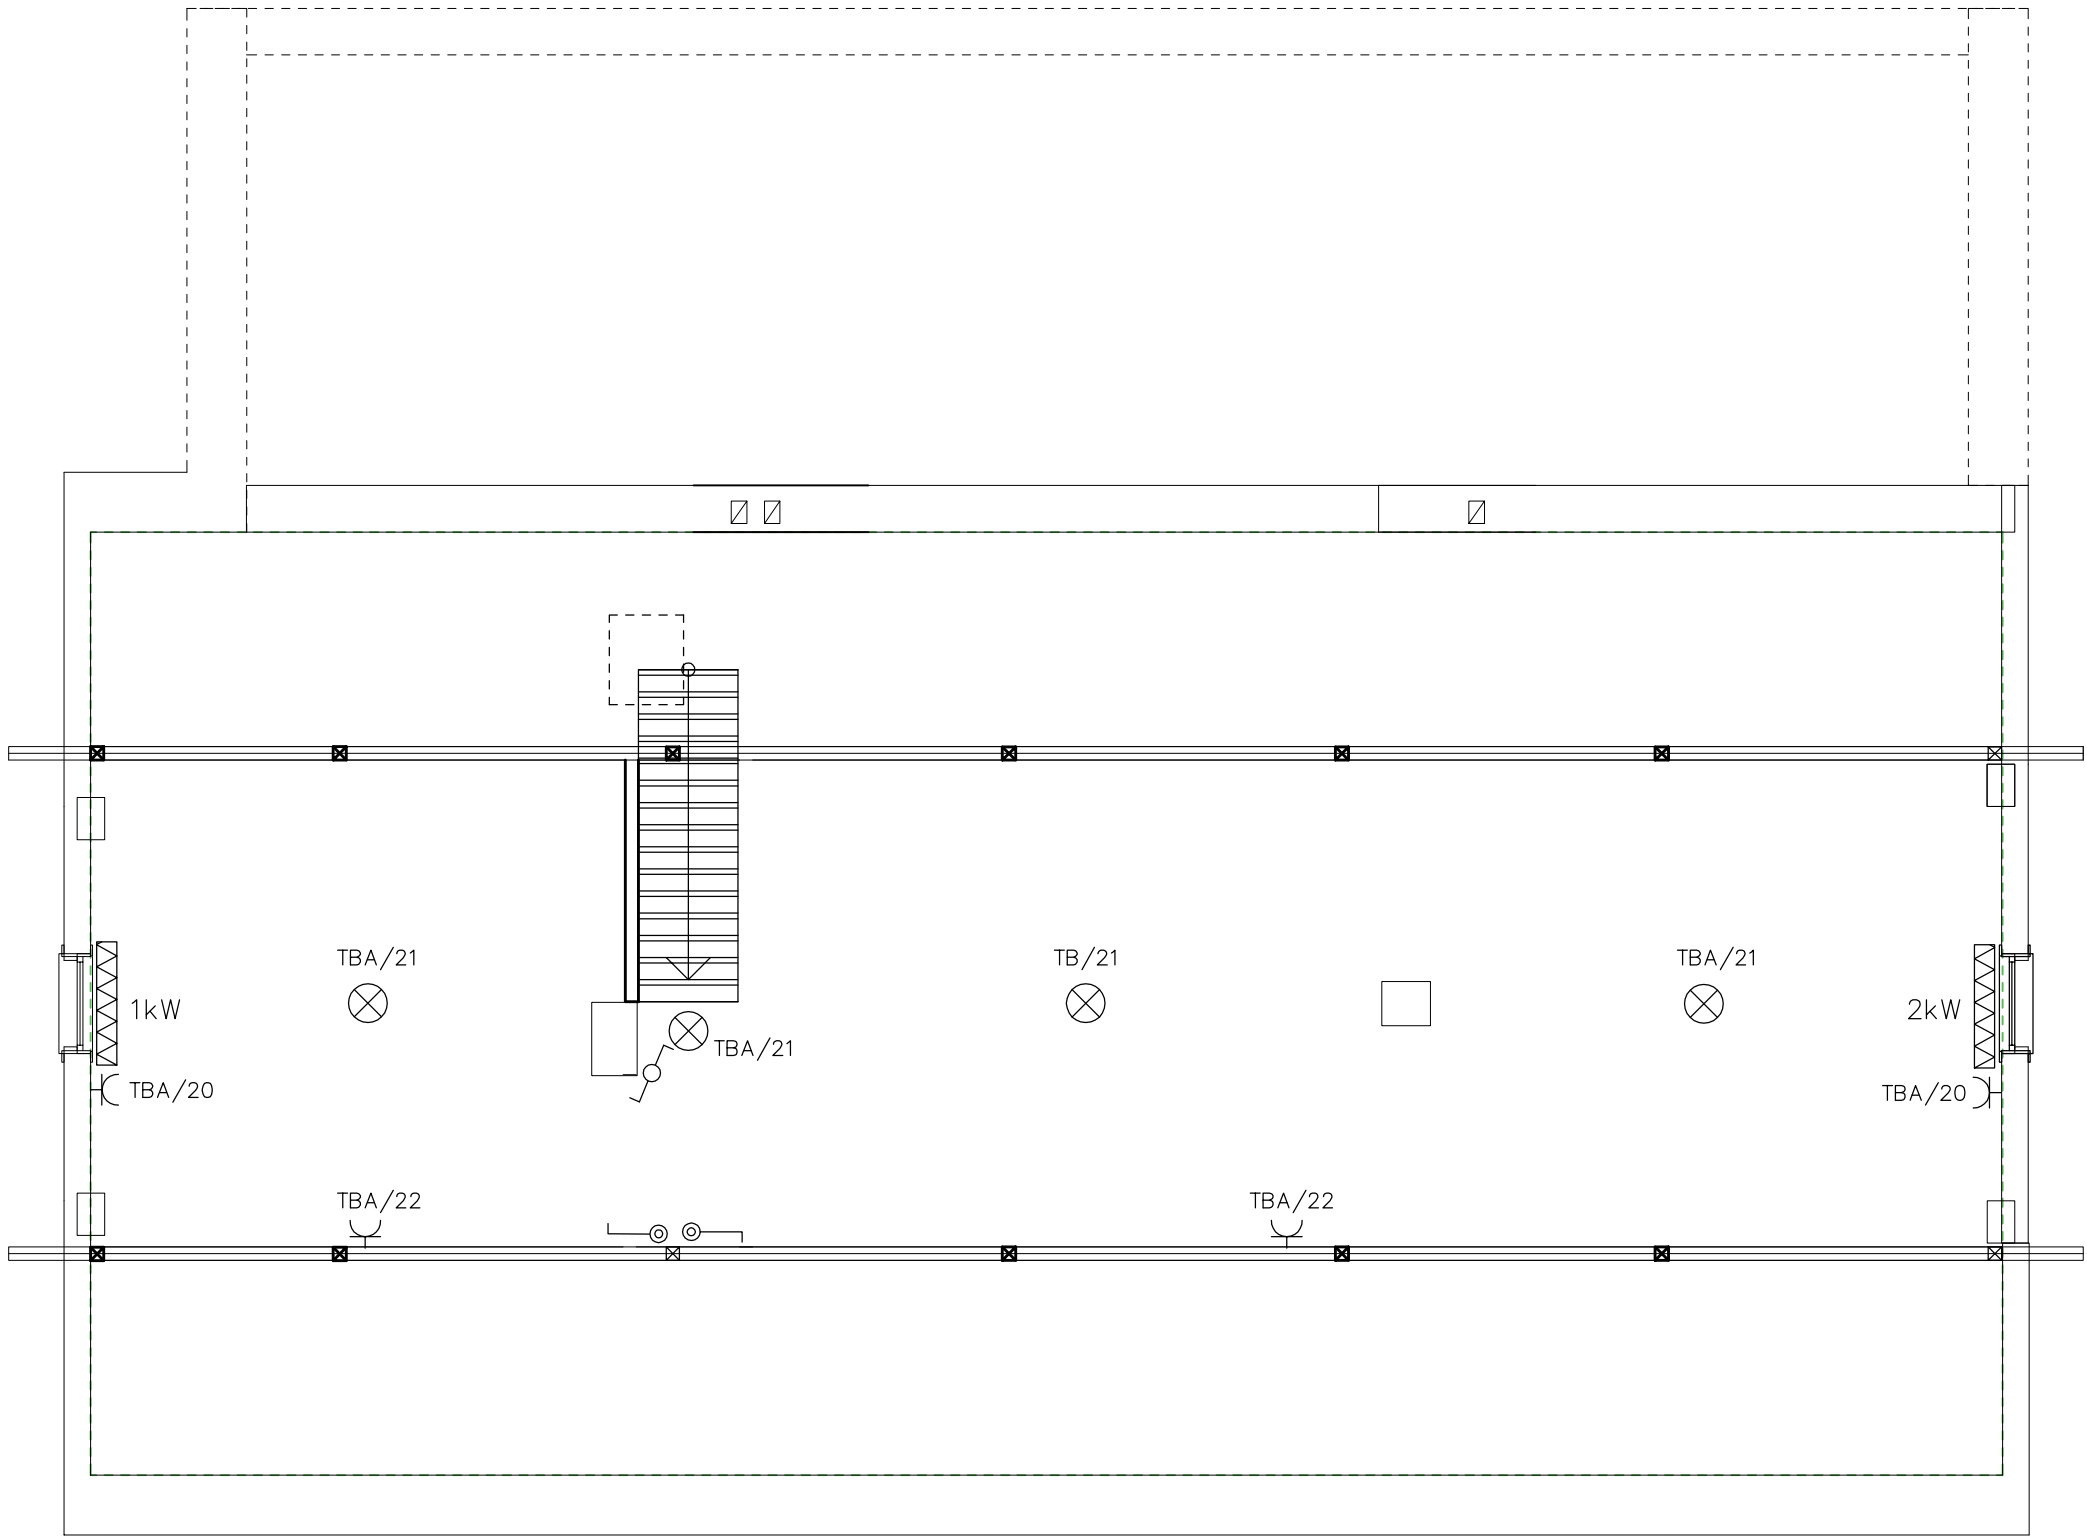

OBIEKT: PRZEBUDOWA BUDYNKU ŚWIEŁICY WIEJSKIEJ WRAZ ZE ZMIANĄ SPOSOBU UŻYTKOWANIA PIĘTRA ISTN.BUDYNKU USŁUGOWEGO NA LOKALE MIESZKALNE WRAZ Z WEWN. INSTALACJAMI WOD.-KAN. EN. EL.I C.O.		SKALA : 1:50
TYTUŁ RYSUNKU: RZUT II PIĘTRA INSTALACJE ELEKTRYCZNE WEWN.		BRANZA : ELEKTR.
ADRES BUDOWY : KOLONIA INWALIDZKA, dz.ewid. nr 152/2, 91/2, 90, 88		
INWESTOR : GMINA KUNÓW 27 - 415 KUNÓW , ul. Warszawska 45b		
PROJEKTANT OBIEKTU :	NR UPRAWNIEN	PODPIS :
INST. ELEKTRYCZNE PROJEKTANT: MAREK DOMALSKI SPRAWDZIŁ: WOJCIECH SĄDŁOS	KL 43/89 SWK/0119/ PWOE/13	
OPRACOWANIE - DATA : Ostrowiec Świętokrzyski lipiec 2016r.		RYS. NR : E4