

PROJEKT
ZAGOSPODAROWANIA TERENU - działka nr1897/14 i
1897/17 w miejscowości Kunów ul. Kościuski
Inwestor: Gmina Kunów

1. Projektowana wiatra handlowa pow. zabudowy 168m?
2. Projektowany budynek administracyjno-handlowy pow. zabudowy 96m?
3. Miejsce do handlu z samochodu
4. Miejsce parkingowe 12+3 dla osób niepełnosprawnych
5. Droga wewnętrzna
6. Istniejący zjazd publiczny
7. Projektowany zjazd publiczny
8. Teren do utworzenia płytami asfaltowymi
9. Chodnik, opaska z kostki brukowej

Pow. działek 1897/14 i 1897/17 – 4186 m?

Teren działki –
Wejście do budynku –
Ogrodzenie –

Pojemniki na odpady stałe –

Budynek do rozbiórki –

Projektowane kable elektryczne:

zalicznikowa linia zasilająca (wlz)

YKY 4x10mm² – 22/35m

linia oświetlenia drogowego
YKY 4x10mm² – 180/208m


instalacja oświetlenia placu
YKY 3x6mm² – 24/28m

instalacja oświetleniowa wiatry
YDY 3x2,5 mm² – w rurze osłonowej

Latarnia uliczna z oprawą sodową 70W–
Słup oświetlenia placu z oprawami projektorowymi –
ze źródłem metalohalogenowym 150W

Proji. złącze licznikowe na istn słupie –
Linia rozdzielcza nn "Kunów UG"


KOBISYSTEM BUREO TECHNICZNO - HANDLOWE architektura - konstrukcja - inżynieria ul. Mickiewicza 22a, 97 - 500 Radomsko tel/fax 044 653 59 25, tel kom. 0734014019 e - mail: drzazgarden@gmail.com		Wzrostle prawa autorskie zastrzeżone - (DZ.U.Nr. 34/52 poz. 234.) Rozpowszechnianie i kopiowanie bez zgody autora jest zabronione.		NR RYS. E 1	
TYTUŁ RYSUNKU		PROJEKT ZAGOSPODAROWANIA		Data 03.2012	
PROJEKTOWAŁ		Inst. elektr.		podpis	
SPRAWDZIŁ		Inst. elektr.		Data 03.2012	
		mgr inż. Stanisław RACZYŃSKI nr upr. SWK/0041/P00E/05		Skala 1:500	

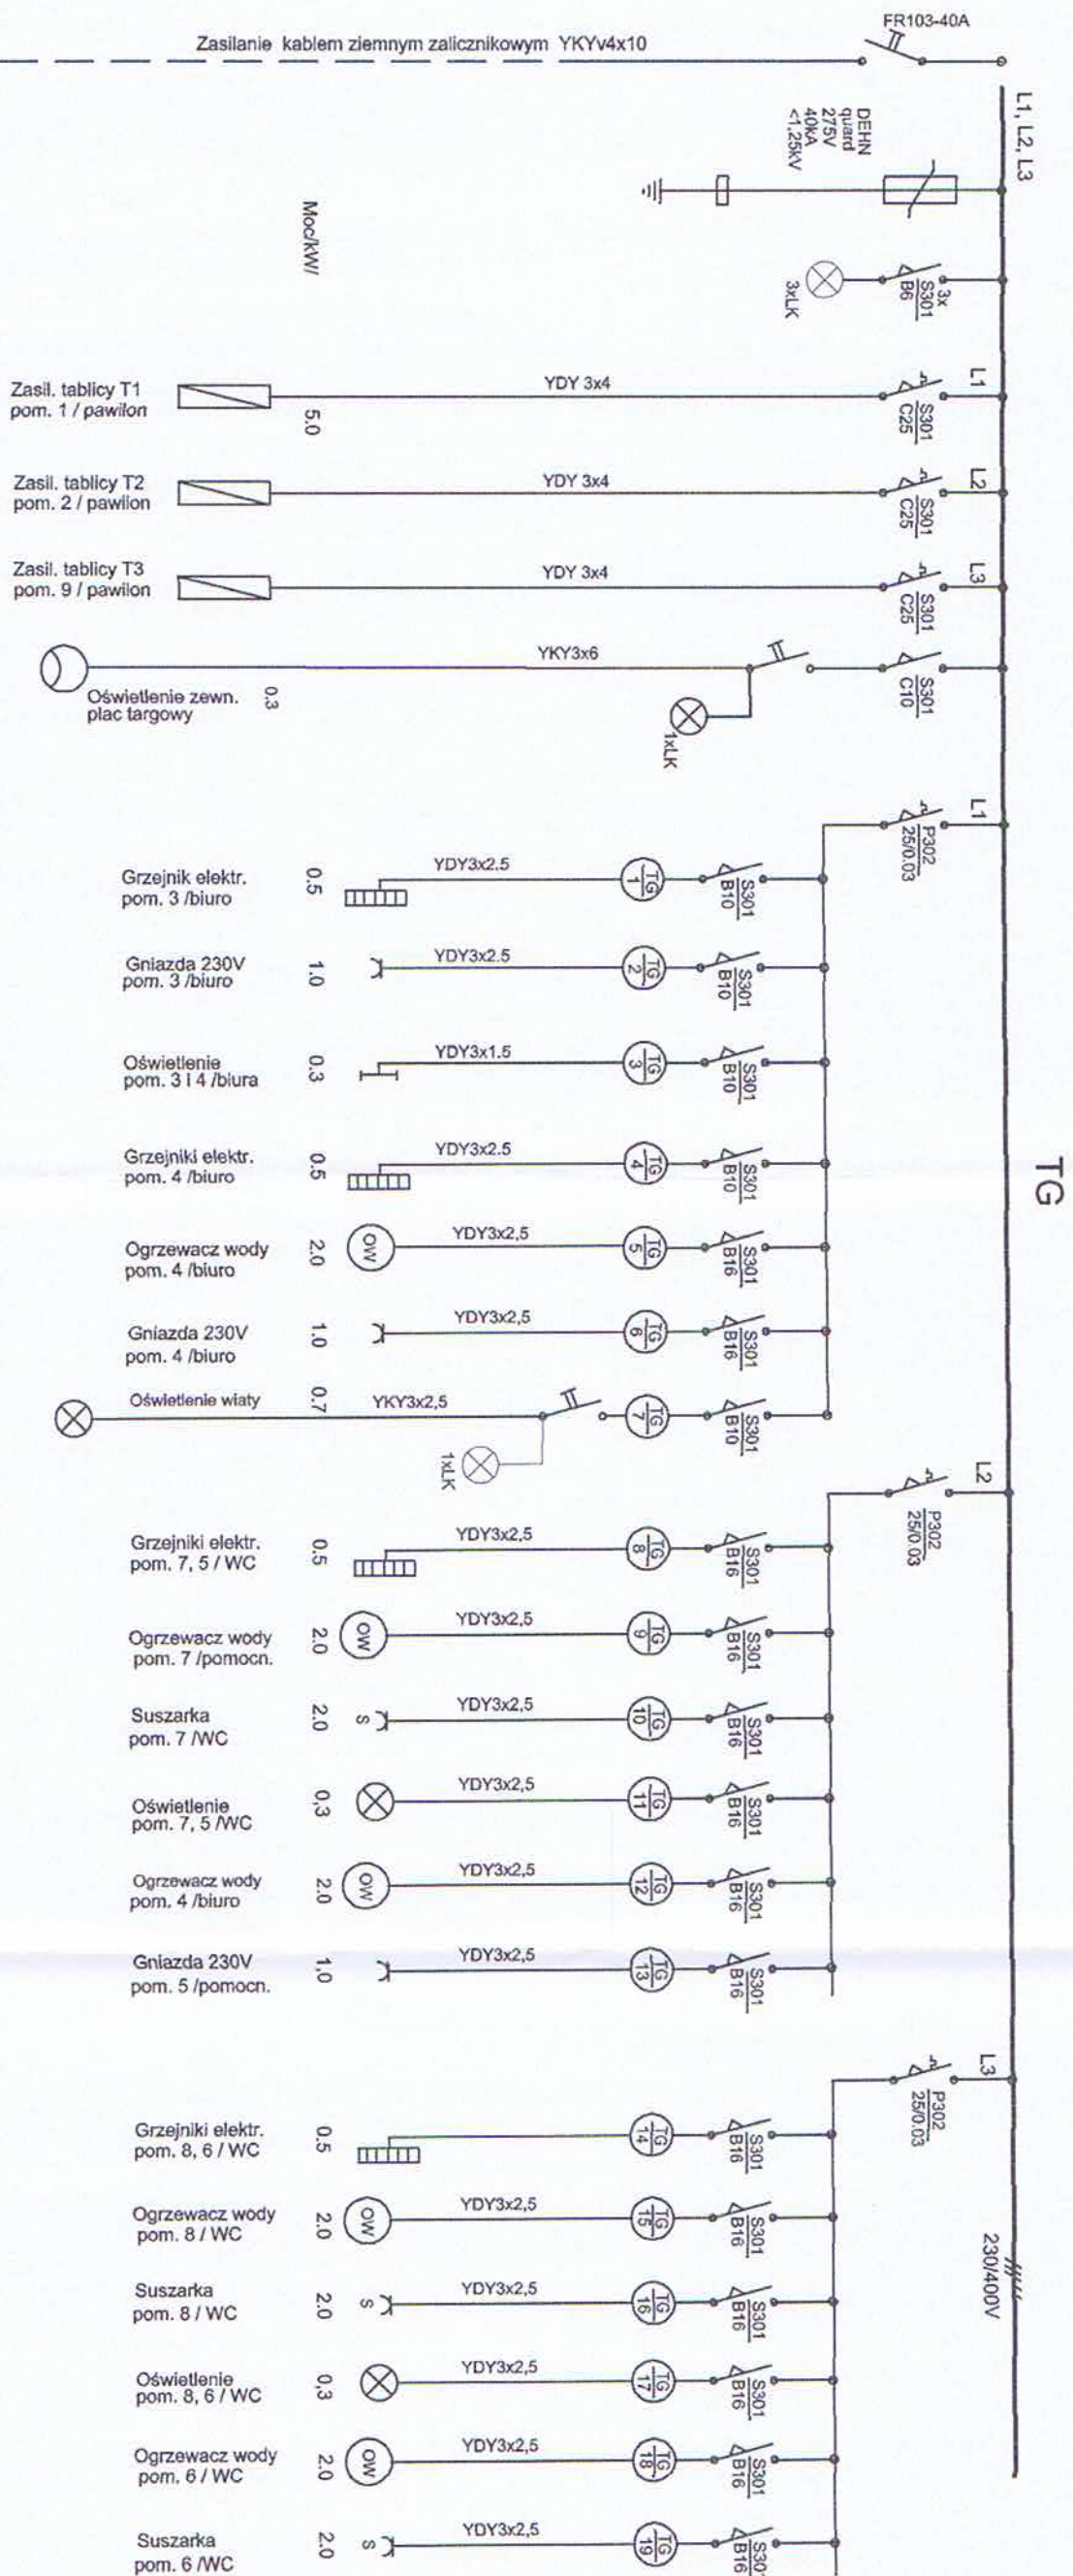

TG

Projektowane złączo licznikowe ZL
montaż na szynie Nr 4

Pom 17 kW

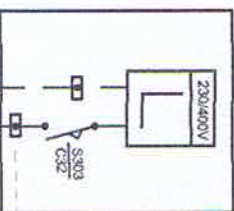

granica strom

Przyłącze AxBxSn 4x18
Realizowane stanowiącym ZŁ
wg odrębnego projektu


Linia na "Kunów UG" - Szkoła nr 4

Tablice wykonać w obudowie o
rozmiarze 4x18 modułów.

230/400V

UKŁAD TN-S

 MONI SYSTEM BUDOWA TECHNICZNO-INŻYNIERSKA projektowanie - konstruowanie - wykonanie ul. Kościuszki 22a, 97-500 Radomsko tel./fax 044 633 50 25, biuro 0730 97 61 9 e-mail: moni@monisystem.pl		Wszystkie prawa autorskie zastrzeżone - (DZ.U. Nr. 34/52 poz. 234) Rozpraszanie i kopiowanie bez zgody autora jest zabronione.		NR RYS.
Projekt przebudowy placu targowego wraz z budową wiaty handlowej i budynku administracyjno-handlowego Kunów ul. Kościuszki działka nr 1897/14 i 1897/17 CZĘŚĆ ELEKTRYCZNA		SCHEMAT IDEOWY Zasilanie i tablica główna TG		E2
Data 03.2012		instal. / elektr.		
PROJEKTOWAŁ (i/lub uprawn.)	mgr inż. Stanisław Raczynski nr upr. SWK/0041/P/00E/05	podpis		
SPRACOWAŁ (i/lub uprawn.)				

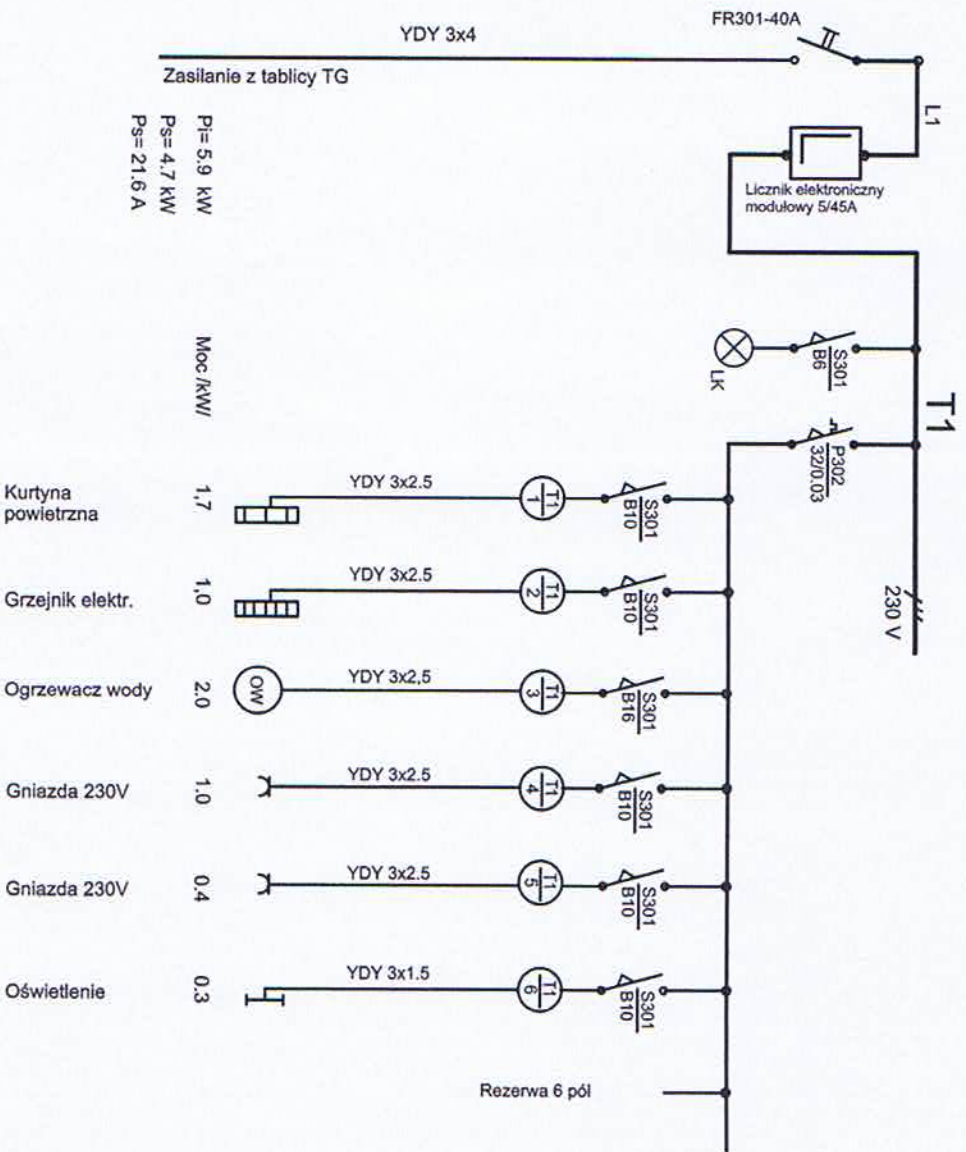

230/400V


UKŁAD TN-S

Tablica zabezpieczeniowa pawilonu pomieszczenie Nr 1

Tablice wykonać w obudowie
o rozmiarze 1x18 modułów
w II klasie izolacji

Podłączenie odbiorników przez gniazda wtykowe

 KCM SYSTEM BUREŁO TECHNICZNO-PROJEKOWE architektura - konstrukcja - instalacje ul. Mickiewicza 22a, 97-500 Radomsko tel./fax 041 693 59 25, tel. kom. 0734014019 e-mail: rodo@kcm-system.pl	Wszelkie prawa autorskie zastrzeżone - (DZ.U. Nr. 34/52 poz. 234) Rozpowszechnianie i kopiowanie bez zgody autora jest zabronione. Projekt przebudowy placu targowego wraz z budową wielofunkcyjnego i budynku administracyjno-handlowego Kunów ul. Kościuszki działka nr 1897/14 i 1897/17 CZĘŚĆ ELEKTRYCZNA	NR RYS. E3 Data 03.2012	instal. / elektr. podpis mgr inż. Stanisław Raczynski nr upr. SWK/0041/P/00E/05
PROJEKTOWAŁ (nr uprawnień) SPRAWDZIŁ (nr uprawnień)	SCHEMAT IDEOWY Tablica pawilonu nr 1 - T1	MAZWA RYSUNKU	mgr inż. Stanisław Raczynski nr upr. SWK/0041/P/00E/05

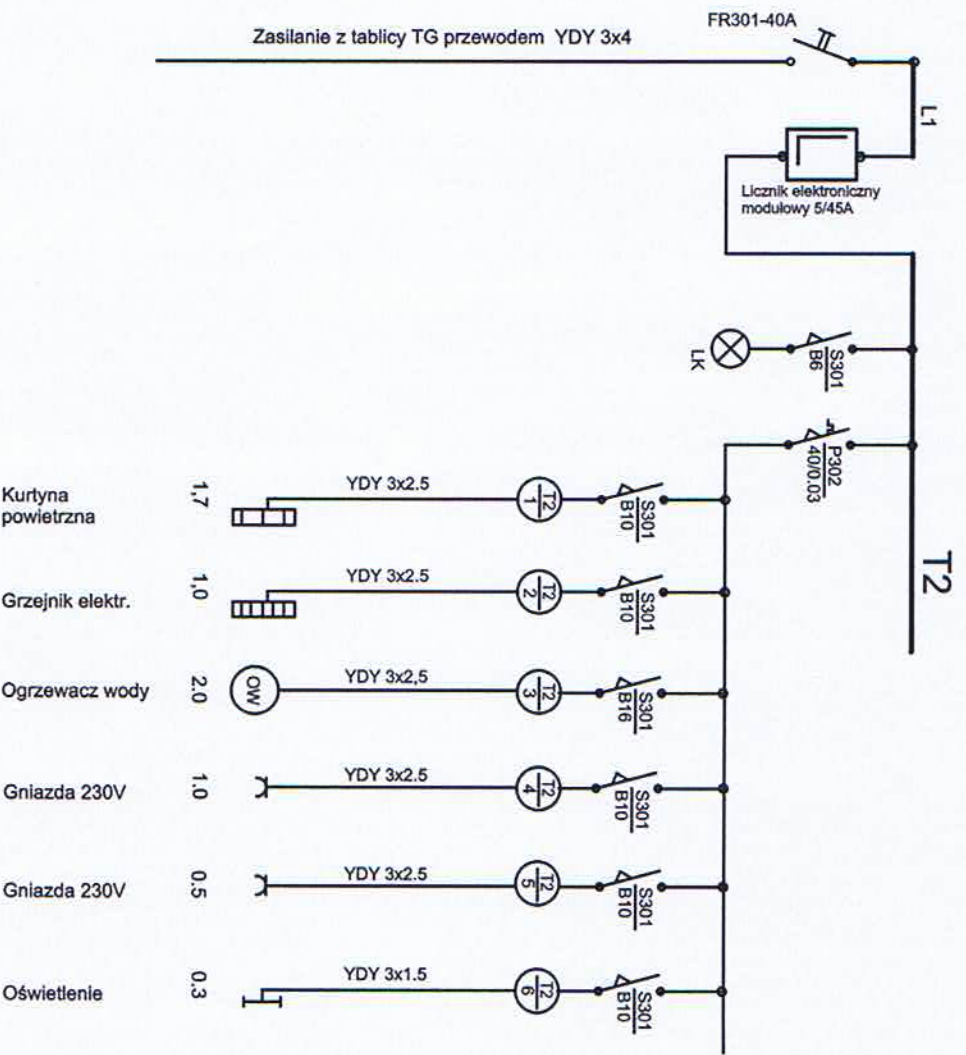


230/400V	UKŁAD TN-S
----------	------------

Tablica zabezpieczeniowa pawilonu
 pomieszczenie Nr 2
 Tablice wykonać w obudowie
 o rozmiarze 1x18 modułów
 w II klasie izolacji

Podłączenie odbiorników przez gniazda wtykowe

 BUREŁ TECHNICZNO - HANDLOWE architektura - konstrukcja - elektryka ul. Mickiewicza 22a, 97 - 600 Radomsko tel./fax 044 683 99 25, tel. kom. 0784714019 e - mail: robert@kci-system.com.pl		Wszelkie prawa autorskie zastrzeżone - (DZ. U. Nr. 34/52 poz. 234), Rozpowiadanie i kopiowanie bez zgody autora jest zabronione.		NR RYS. E4
Projekt przebudowy placu targowego wraz z budową wiaty handlowej i budynku administracyjno - handlowego Kundów ul. Kościuski działka nr 1897/14 i 1897/17 CZĘŚĆ ELEKTRYCZNA		SCHEMAT IDEOWY Tablica pawilonu nr 2 - T2		Data 03.2012
NAZWA RYSUNKU				instal. / elektr.
PROJEKTOWAŁ (nr uprawnień)	ŁK Gustaw Rzęsa nr upr. 116/84			podpis
SPRAWDZIŁ (nr uprawnień)	mgr inż. Stanisław Raczynski nr upr. SWK/0041/P00E/05			

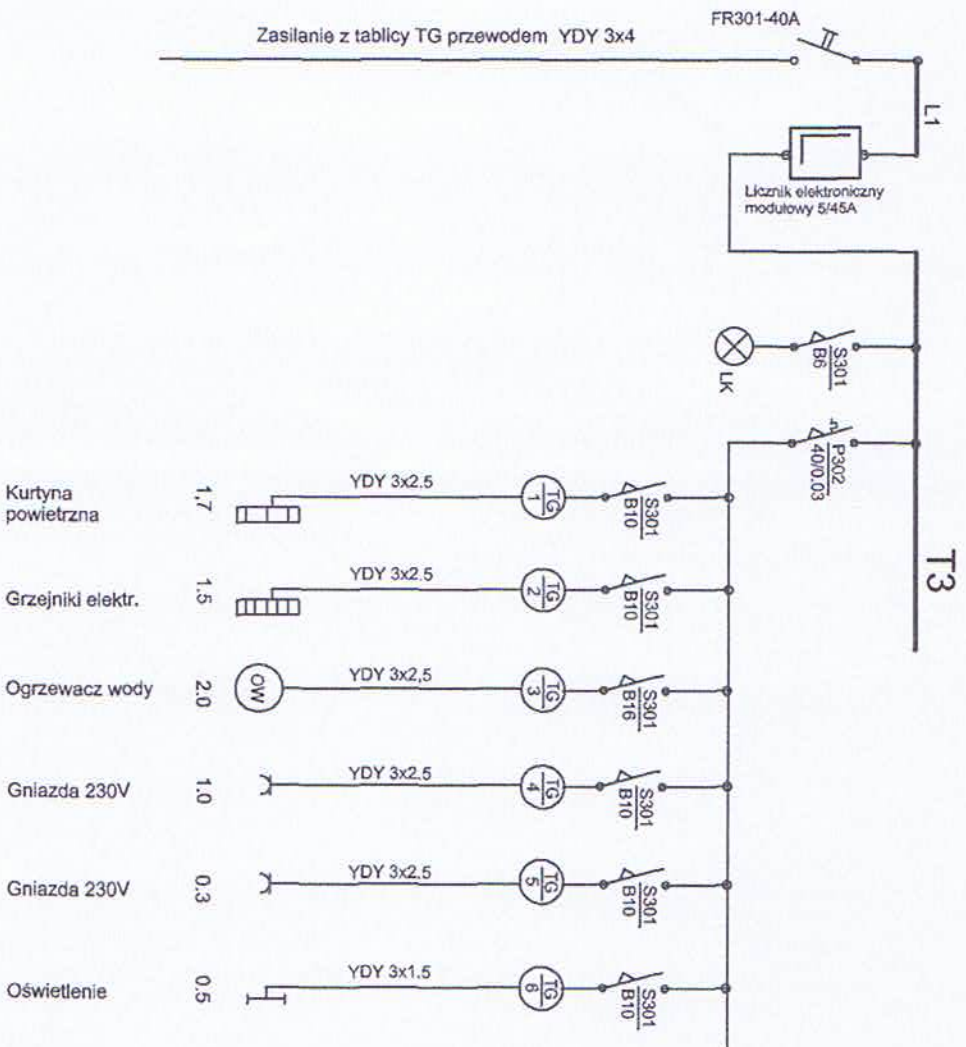


Tablica zabezpieczeniowa pawilonu pomieszczenie Nr 9

Tablice wykonane w obudowie
o rozmiarze 1x18 modułów
w II klasie izolacji

230/400V UKŁAD TN-S

Podłączenie odbiorników przez gniazda wykłowe

 NOBI SYSTEM BUDOWA TECHNICZNO-HANDLOWE wieloletnia - koncepty - projekty ul. Młodziejowa 22a, 97-600 Radomsko tel./fax 044 653 59 25, tel. kom. 0740 74 61 19 e-mail: c.kubicki@nobi-system.pl	Wszystko prawa autorskie zastrzeżone - (DZ. U. Nr. 3452 poz. 234), Rozporządzenie i kopowanie bez zgody autora jest zabronione. Projekt przebudowy placu targowego wraz z budową wieloletniej i budynku administracyjno-handlowego Kunów ul. Kościuski działka nr 1897/14 i 1897/17 CZĘŚĆ ELEKTRYCZNA	NR RYS. E5 Data 03.2012
NAZWA RYSUNKU	SCHEMAT IDEOWY Tablica pawilonu pom. nr 9 - T3	instal. / elektr. podpis
PROJEKTOWAŁ (nr uprawnień) SPRAWDZIŁ (nr uprawnień)		
mgr inż. Stanisław Raczynski nr upr. SWK/0041/P00E/05	mgr inż. Stanisław Raczynski nr upr. SWK/0041/P00E/05	instal. / elektr. podpis

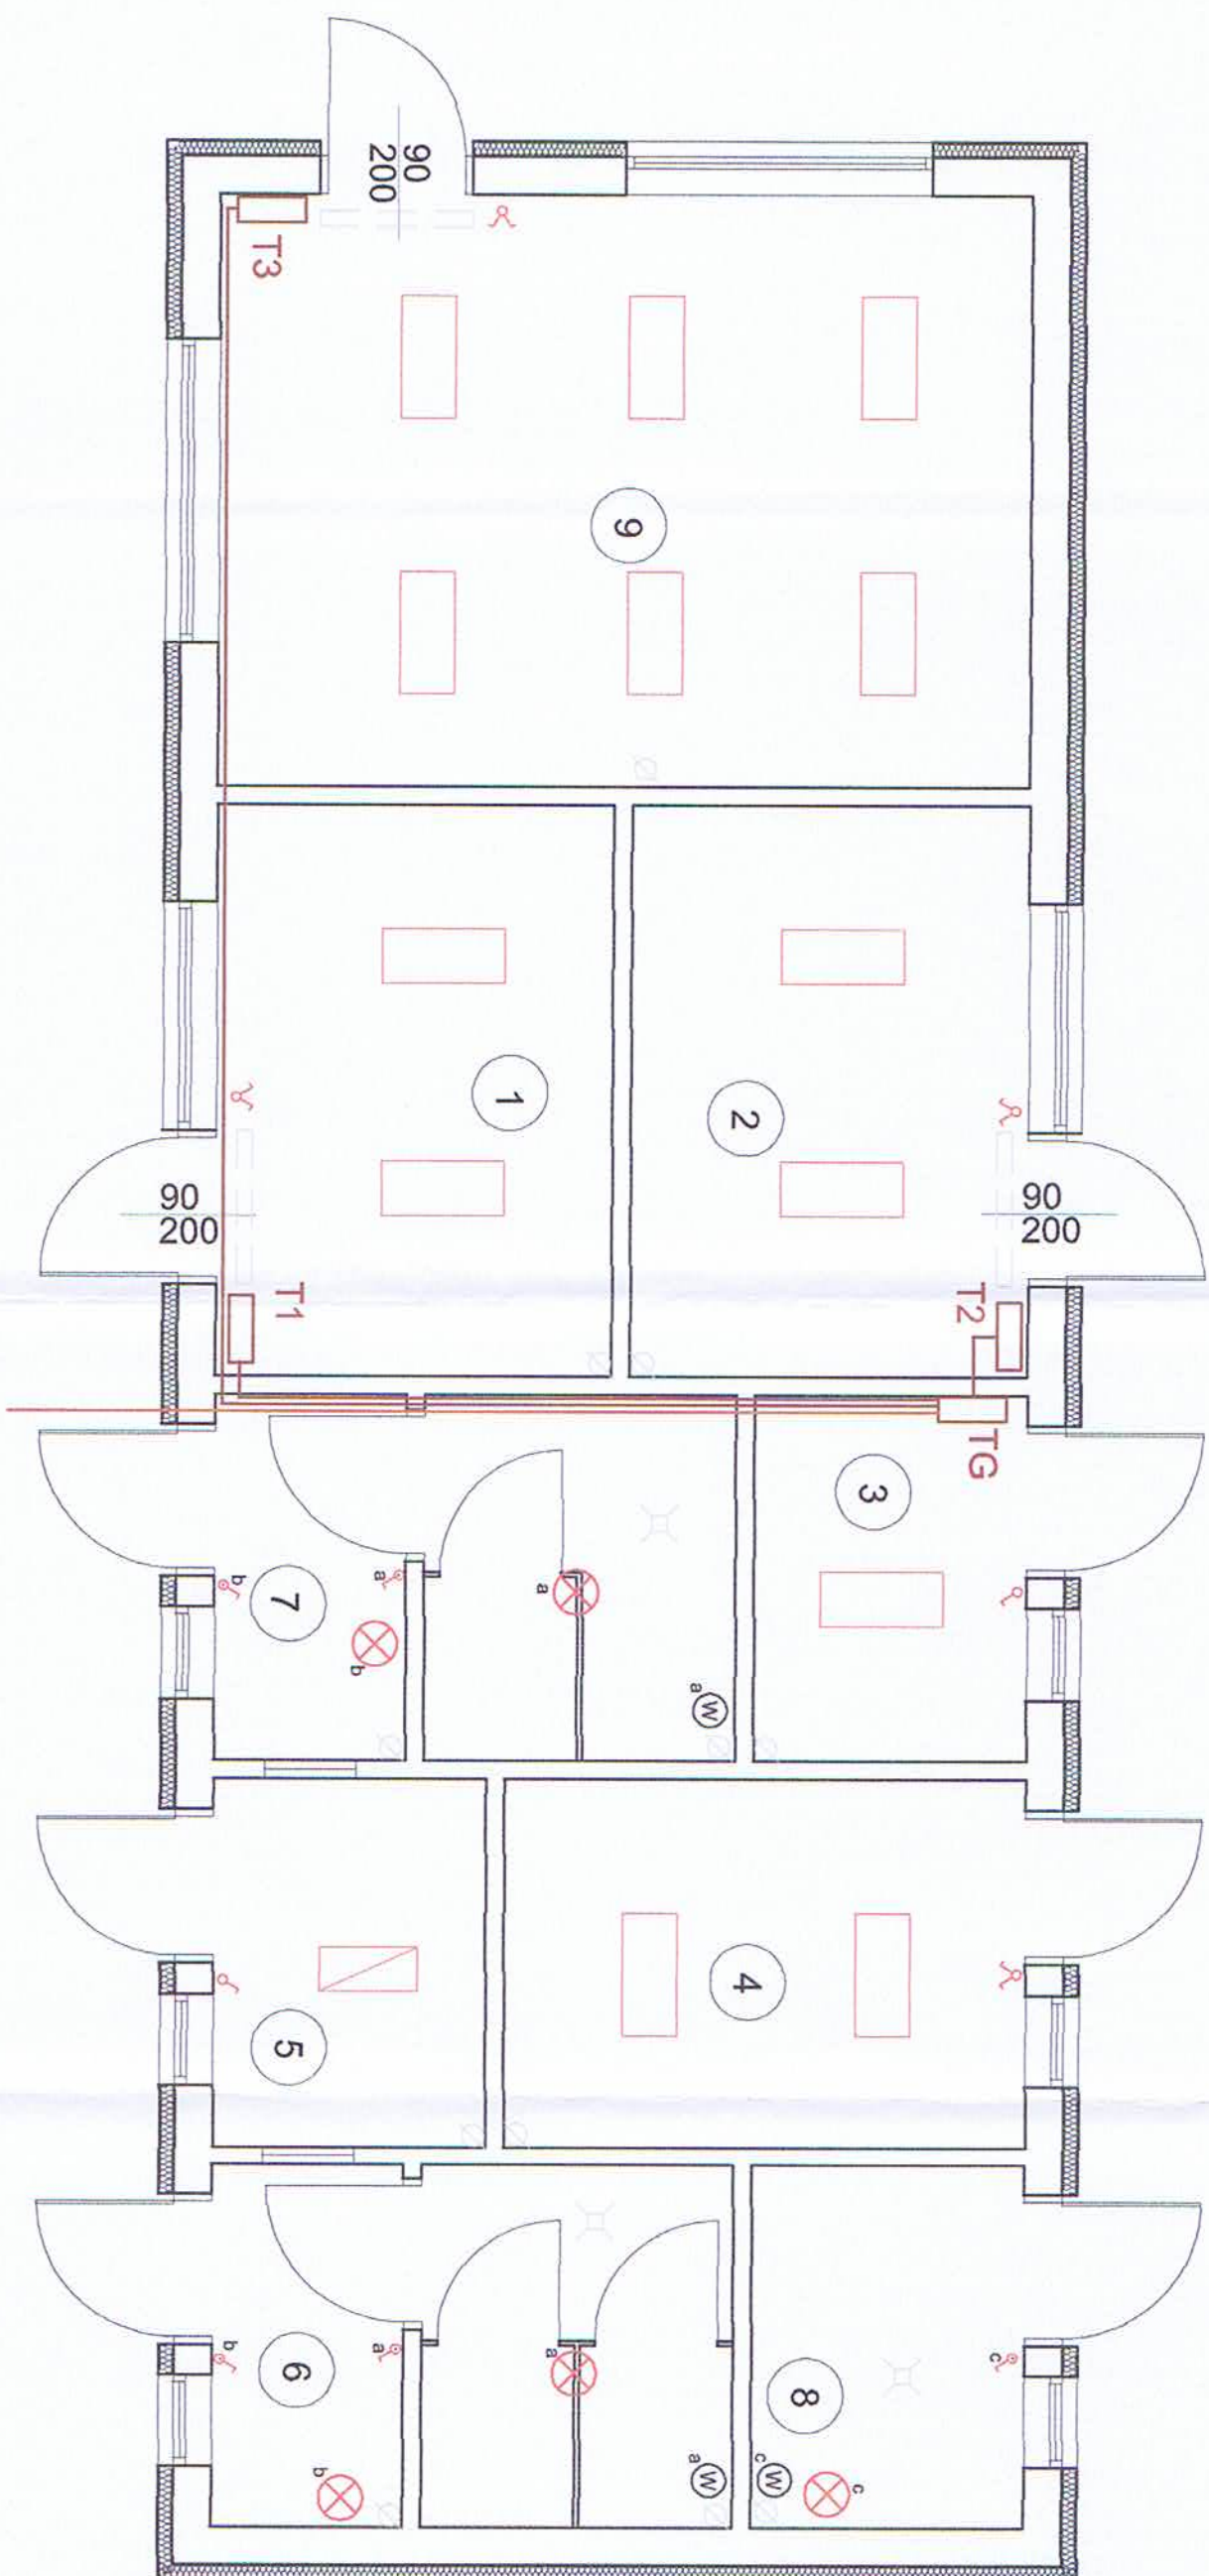

TG Główna tablica rozdzielcza (z wyłącznikiem głównym)

T1, T2, T3 Tablica zabezpieczeniowa pawilonów

Oprawa świetłkowa nasufłowa

⊗ oprawa ośw. do zabudowy na stropie lub ścianie ze świetłką energooszczędną 2x18W lub żarówką głównego szeregu 75W, IP44

⊗ wyłącznik pojedynczy pN

⊗ wyłącznik grupowy

⊗ wyłącznik pojedynczy termel. IP44

NR POM.	NAZWA POMIESZCZENIA	POW. UŻYTK. M2
1	PAWILON HANDLOWY	9,68
2	PAWILON HANDLOWY	9,68
3	POM. BIUROWE	4,27
4	POM. BIUROWE	8,16
5	POM. PORZĄDKOWE	4,27
6	WC DAMSKIE	8,16
7	WC MĘSKIE	8,16
8	WC NIEPEŁNOSPRAWNI	4,27
9	PAWILON HANDLOWY	20,56
RAZEM POW. POMIESZCZEN		77,21



BIURO TECHNICZNO - HANDLOWE
architektura - konstrukcja - inżynieria
ul. Mickiewicza 22a, gr. 500 Radomsko
tel./fax 044 883 59 23, tel. kom. 0784014019
e-mail: robertkrawczyk@pro.onet.pl

NAZWA RYSUNKU

PROJEKTOWAŁ (nr uprawnień)

SPRAWDZIŁ (nr uprawnień)

Wszystkie prawa autorskie zastrzeżone - (DZ. U. Nr. 34/52 poz. 234.)
Rozpowszechnianie i kopiowanie bez zgody autora jest zabronione.

Projekt przebudowy placu targowego wraz z budową
wiaty handlowej i budynku administracyjno - handlowego
Kunów ul. Kościuszki działka nr 1897/14 i 1897/17

CZĘŚĆ ELEKTRYCZNA

RZUT PRZYZIEMI - bud. administracyjno - handlowy

Zasilanie tablic rozdzielczych i oświetlenie

Łk. Gustaw Rzęsa nr upr. 116/84

mgr inż. Stanisław Raczynski nr upr. SWK/0041/P00E/05

NR RYS.


E6

Data 03.2012

Skala 1 : 50

instal. / elektr.

podpis

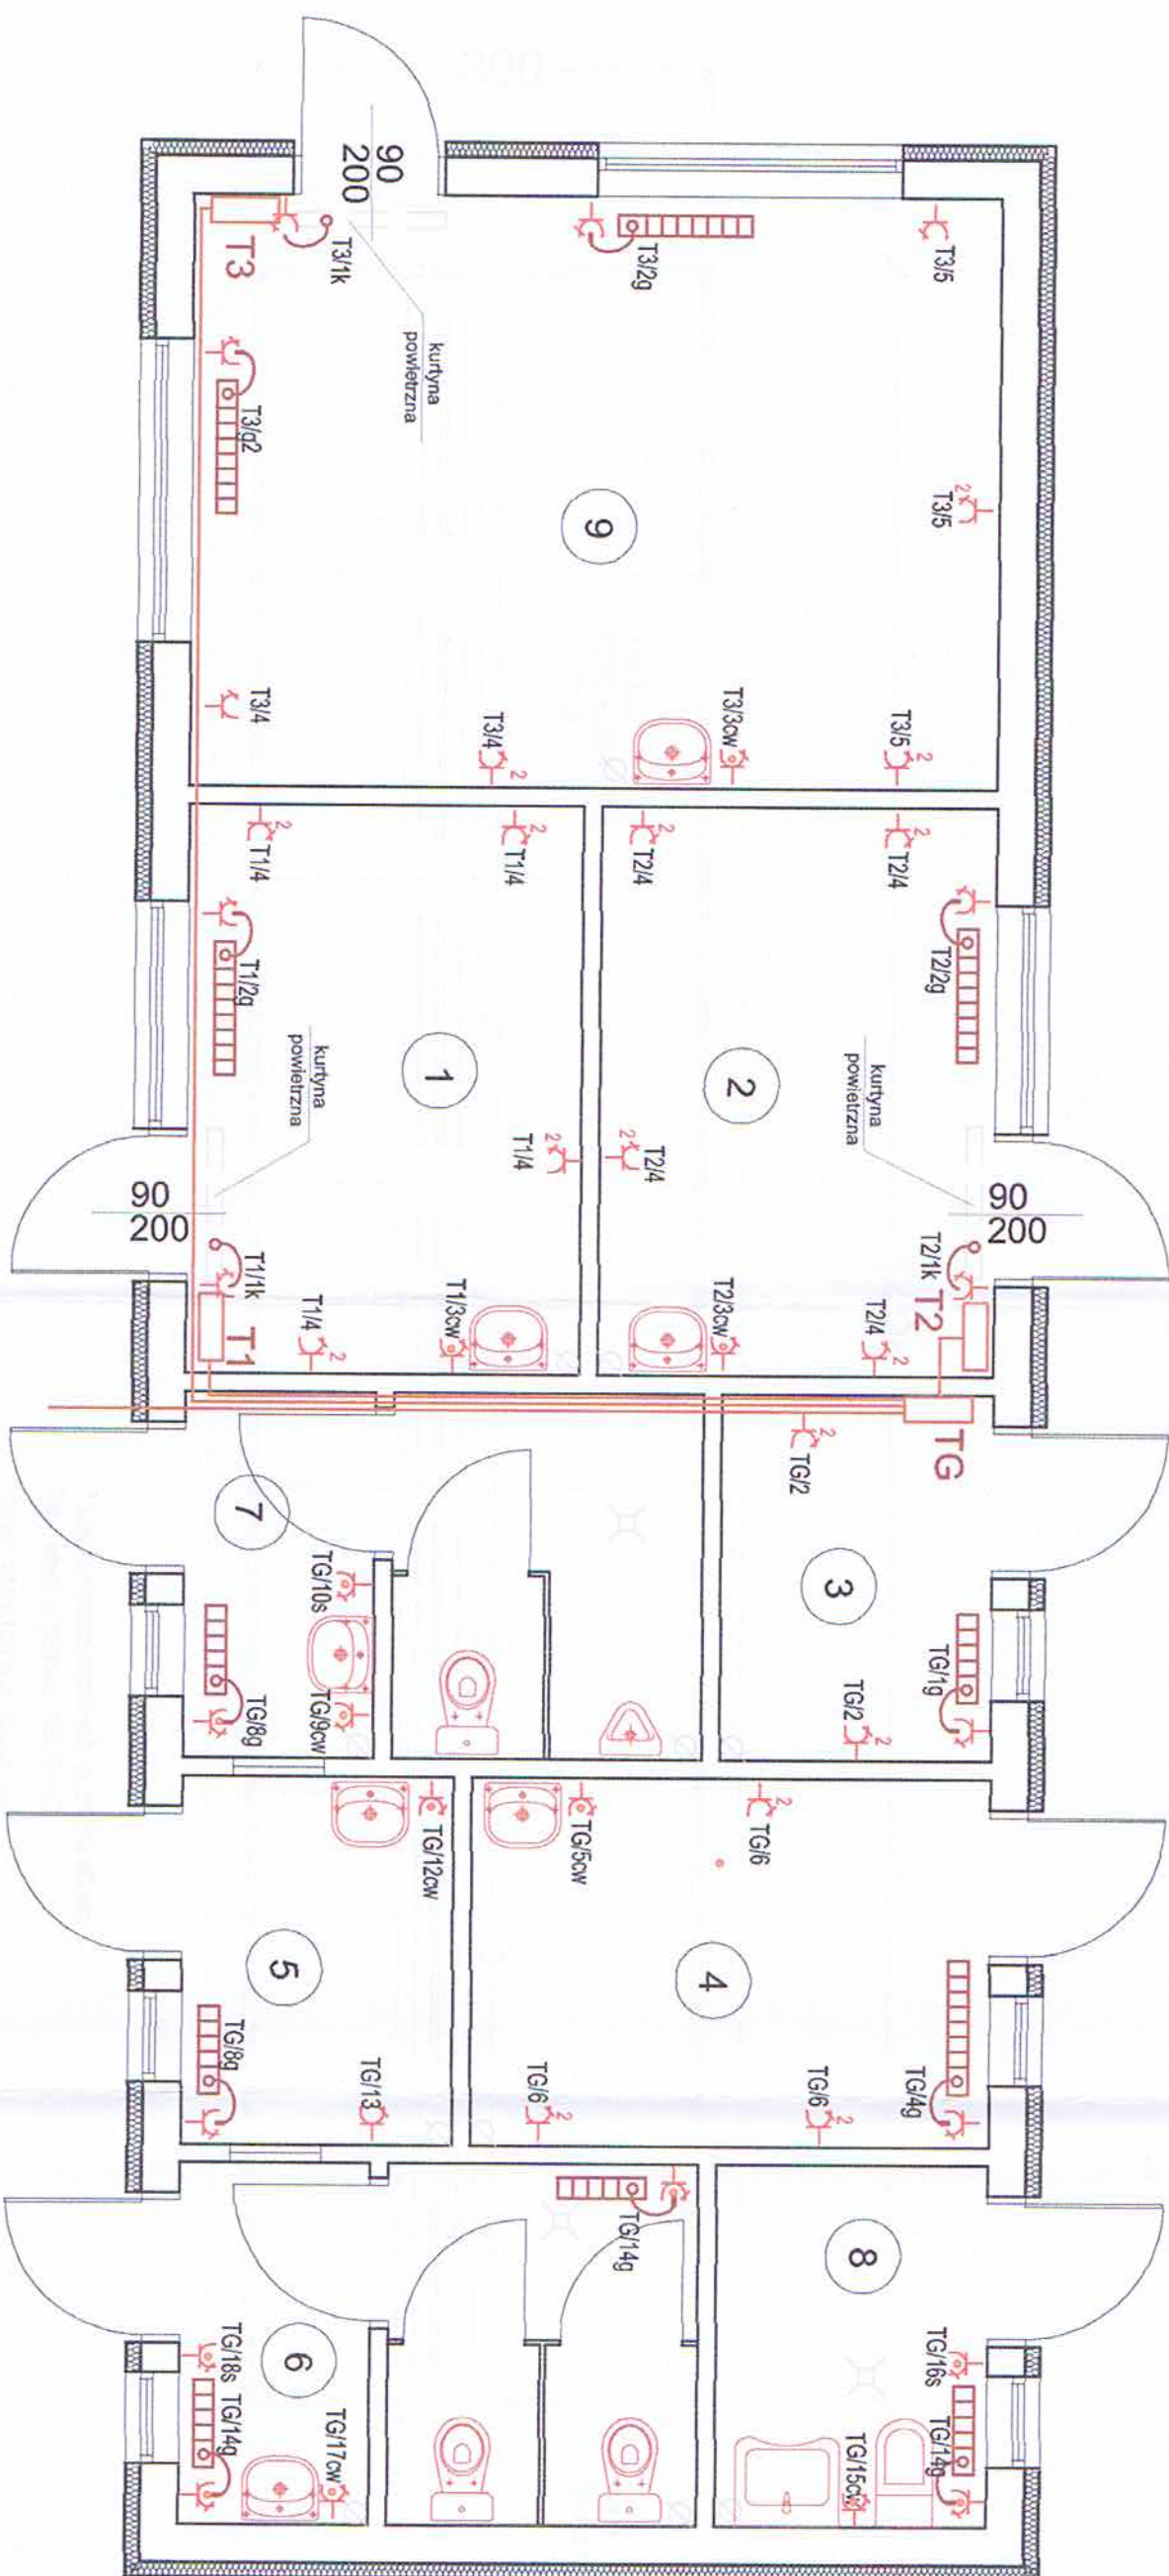

NR. POM.	NAZWA POMIESZCZENIA	POM. UŻYTK. M2
1	PAWILON HANDLOWY	9,68
2	PAWILON HANDLOWY	9,68
3	POM. BIUROWE	4,27
4	POM. BIUROWE	8,16
5	POM. PORZĄDKOWE	4,27
6	WC DAMSKIE	8,16
7	WC MĘSKIE	8,16
8	WC NIEPEŁNOSPRAWNI	4,27
9	PAWILON HANDLOWY	20,56
RAZEM POM. POMIESZCZEN		77,21


ROBI SYSTEM BIURO TECHNICZNO - HANDLOWE architektura - konstrukcja - instalacja ul. Mysłowska 22a, 87 - 500 Radomsko tel/fax 044 683 59 25, tel. kom. 07840141019 e - mail: robiendrzyszyn@neostrada.pl		Wszystkie prawa autorskie zastrzeżone - (DZ. U. N. 24/52 poz. 234). Kopowanie bez zgody autora jest zabronione.
NAZWA RYSUNKU	RZUT PRZYZIEMIENIA - bud. administracyjno - handlowy	
PROJEKTOWAŁ (m uprawnień)	Łukasz Gustaw Rzęsa nr upr. 116/84	
SPRAWDZIŁ (m uprawnień)	mgr inż. Stanisław Raczynski nr upr. SWK/0041/P00E/05	
	Instalacja gniazd i ogrzewania	
		instal. / elektr.
		podpis

E7

Data 03.2012

Skala 1 : 50

1406

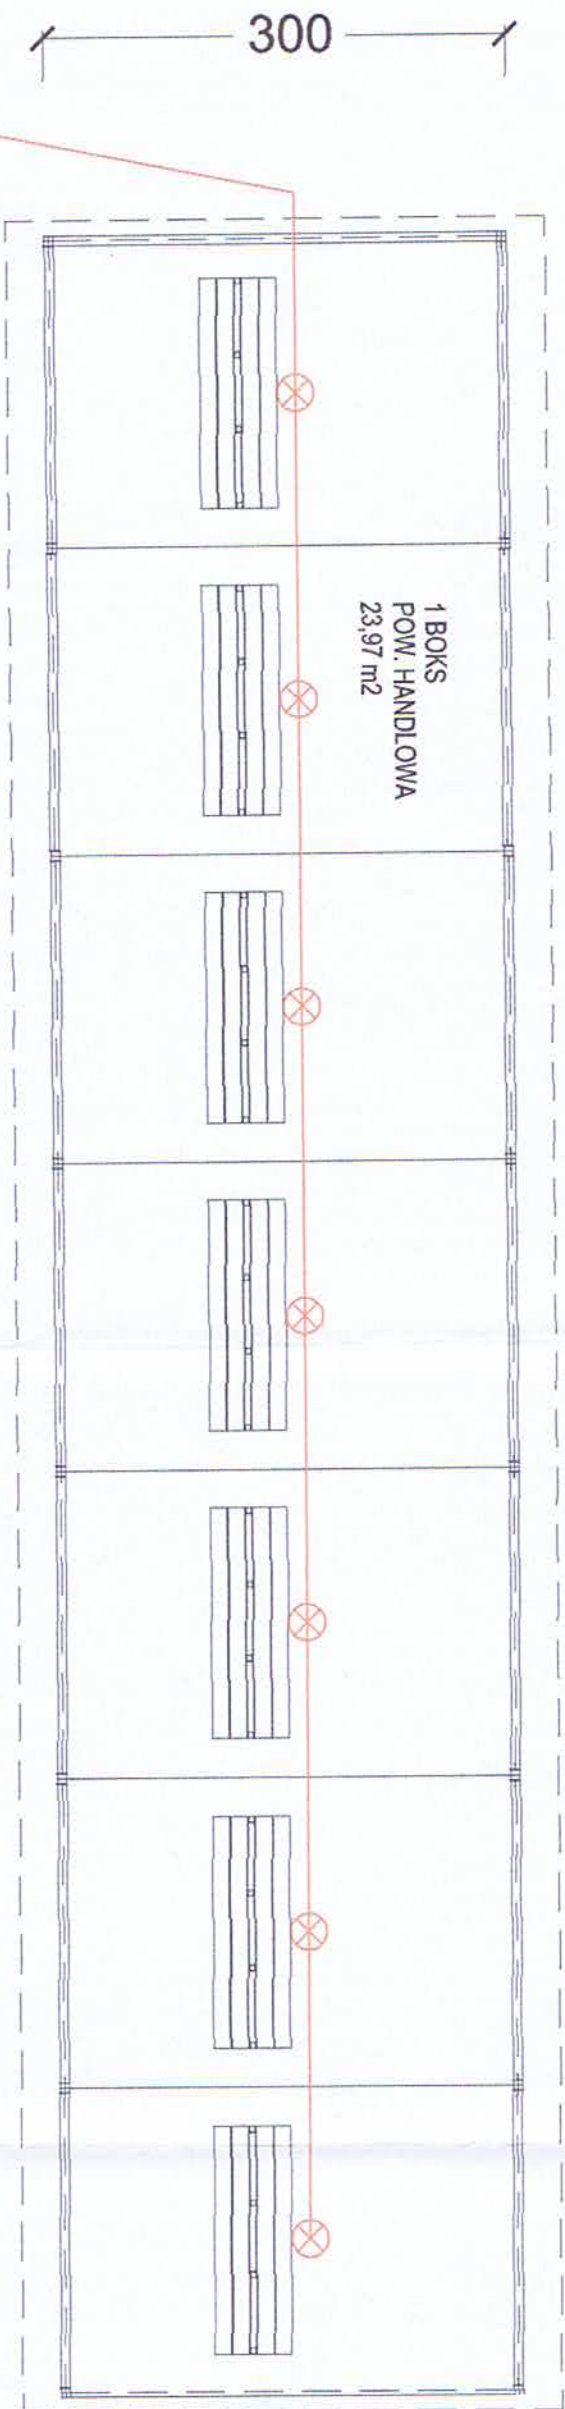

ściana
blacha trapezowa T18

Zasilanie i załączanie oświetlenia z budynku administracyjnego,
pomieszczenie biurowe Nr 3

oprawa ośw. do zabudowy na stropie lub ścianie ze światłowodową energooszczędnością 2x18W
lub żarówką głównego szeregu 75W, IP44
z kloszem i statką

ROBI SYSTEM BIURO TECHNICZNO - HANDLOWE architektura - konstruacja - inżynieria ul. Mickiewicza 22a, 97 - 500 Radomsko tel./fax 044 883 59 25, tel. kom. 0784014019 e-mail: robert@robisystem.pl		Wszystkie prawa autorskie zastrzeżone - (DZ U. Nr. 34/52 poz. 234). Rozpowszechnianie i kopiowanie bez zgody autora jest zabronione.		NR RYS. E8
Projekt przebudowy placu targowego wraz z budową wiaty handlowej i budynku administracyjno - handlowego Kunów ul. Kościuszki działka nr 1897/14 i 1897/17 CZĘŚĆ ELEKTRYCZNA		Data 03.2012		Skala 1 : 50
NAZWA RYSUNKU		RZUT PRZYZIEMI - bud. wiaty handlowej		instal. / elektr. podpis
PROJEKTOWAŁ (nr uprawnień)		t-k Gustaw Rzęsa nr upr. 116/84		
SPRAWDZIŁ (nr uprawnień)		mgr inż. Stanisław Raczyński nr upr. SWK/0041/P00E/05		