


WEWN. INSTALACJE WOD-KAN.- RZUT PIWNIC

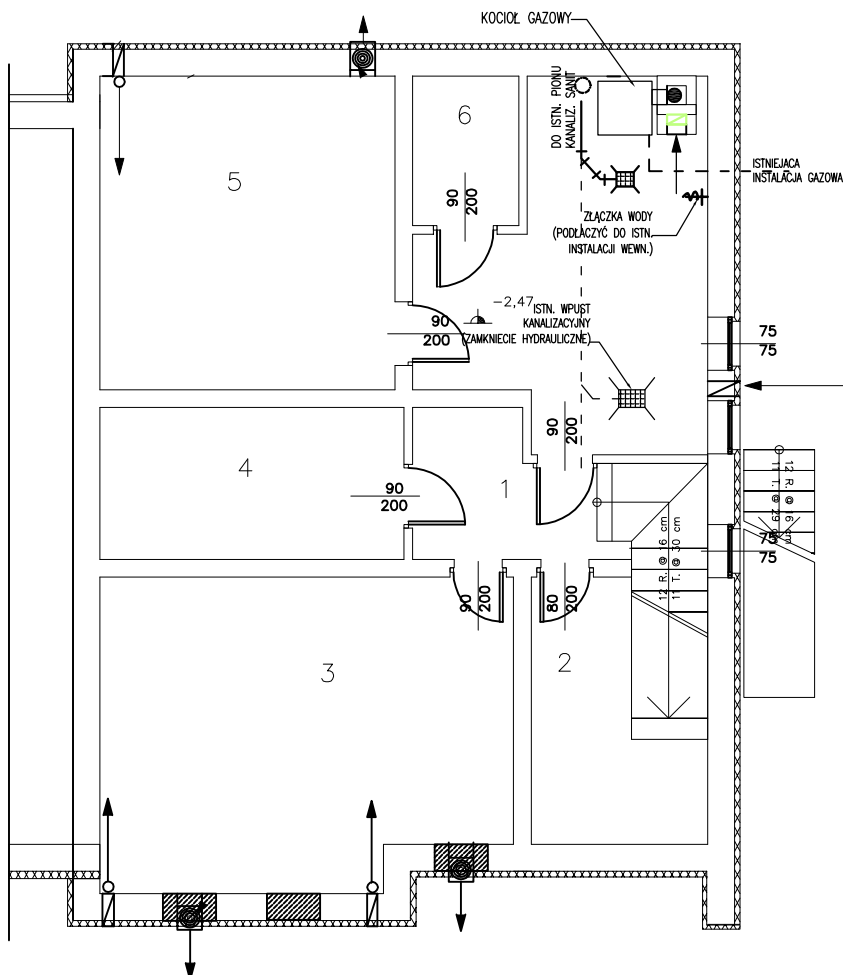

ZESTAWIENIE POWIERZCHNI PIWNIC :

1 - komunikacja.....	7,53
2 - schowek.....	6,29
3 - pomieszcz. magazynowe.....	24,86
4 - schowek.....	9,22
5 - pomieszcz. gospodarcze.....	18,63
6 - schowek.....	3,17
7 - kotłownia.....	10,70
.....RAZEM.....	80,40m2

OBJEKT: PRZEBUDOWA KONSTRUKCJI DACHU Z JEDNOSPADOWEGO NA DNIUSPODOWY I PRZEBUDOWA CZĘŚCI POMIESZCZEŃ W BUDYNKU O.S.P. W KUNOWIE		SKALA 1:50
Tytuł rysunku: WEWN. INST. - RZUT PIWNIC		BRUK INST.SAN
NAMIES BUDOWY: 27 - 425 KUNÓW, UL. WARSZAWSKA, dz. nr ewid. 1267/4		
INWESTOR: GMINA KUNÓW, URZĄD MIASTA I GMINY W KUNOWIE ul. Warszawska 45B, 27 - 425 KUNÓW		
PROJEKTANT	NR UPRAWNIEN	PODS
projektant: ANDRZEJ ZIELONKA	KL. 162/83 KL. 256/93	
sprawdzający: mgr inż. GRZEGORZ DOMAGAŁSKI	SWK/0038/PODS/10	
OPRACOWANIE - DATA: Ostrowiec Świętokrzyski WRZESIEŃ 2012r.		NR RIS. IS 0