


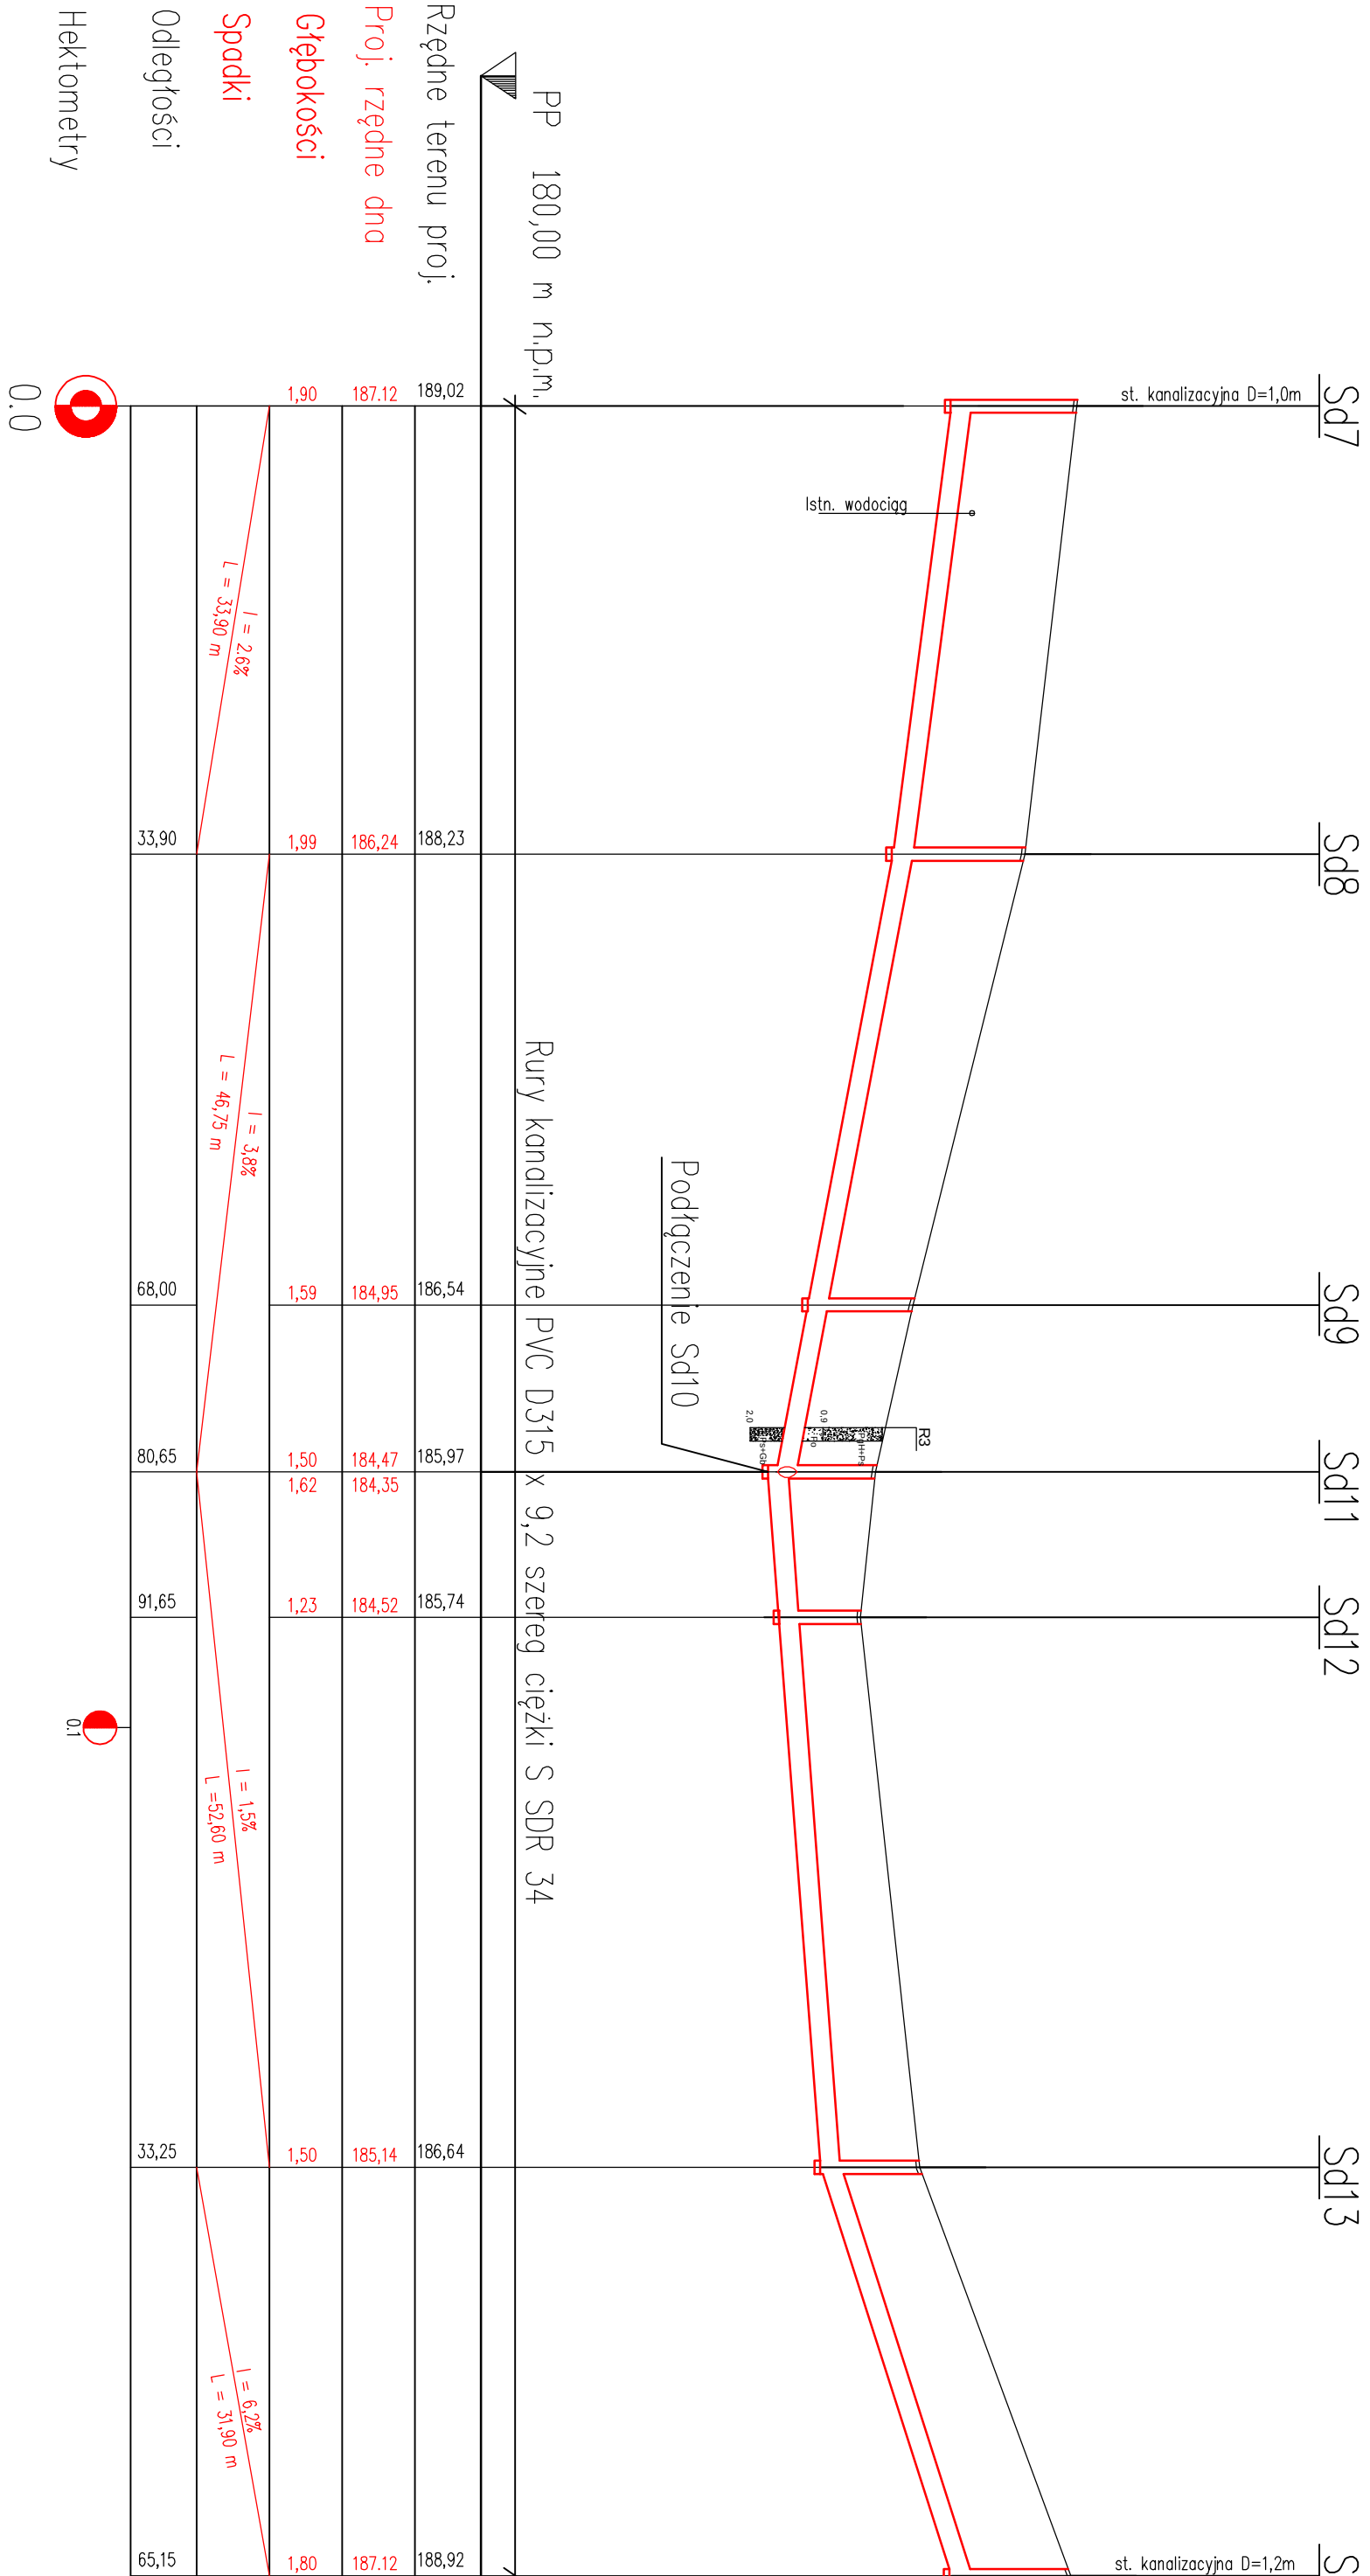

Oddrowadzenie II
wg. oddzielnego projektu

		POYRY INFRA Sp. z o.o ul. Kupnicza 5/1 31-123 Kraków Tel. + 48 12 429 53 75, 429 53 83 Fax + 48 12 429 53 82	
ZADANIE: ZADANIE I : Przebudowa dróg gminnych - dojazdowych w msc. Bokszycka oraz w msc. Rudka		STADIUM: PROJEKT BUDOWLANY	
OBIEKT: DROGA GMINNA - DOJAZDOWA w msc. RUDKA		BRANŻA: SANITARIA	
CZĘŚĆ: 2.2 KANALIZACJA DESZCZOWA		SKALA: 1:100/500	
RYSUNEK: PROFIL PODŁUŻNY KOLEKTORA NR 2		NR RYSUNKU: 3	
IMIĘ I NAZWISKO:		DATA:	
PROJEKTOWAŁ: mgr inż. Edward Figa		11. 2008	
OPRACOWAŁ: mgr inż. Renata Rosół		11. 2008	
SPRAWDZIŁ: inż. Andrzej Olek		11. 2008	
NR UPRAWNIENI SPECJALNOŚĆ:		PODPIS:	
166/65/Kr INŻ SANIT			
92/2000 Instal w zakr. sieci wod-kan			
Pr-Upr. 247/94			
Specjalność INSTAL-INŻ			