



TG - Tablica główna

TB 1 tablica bezp. parteru

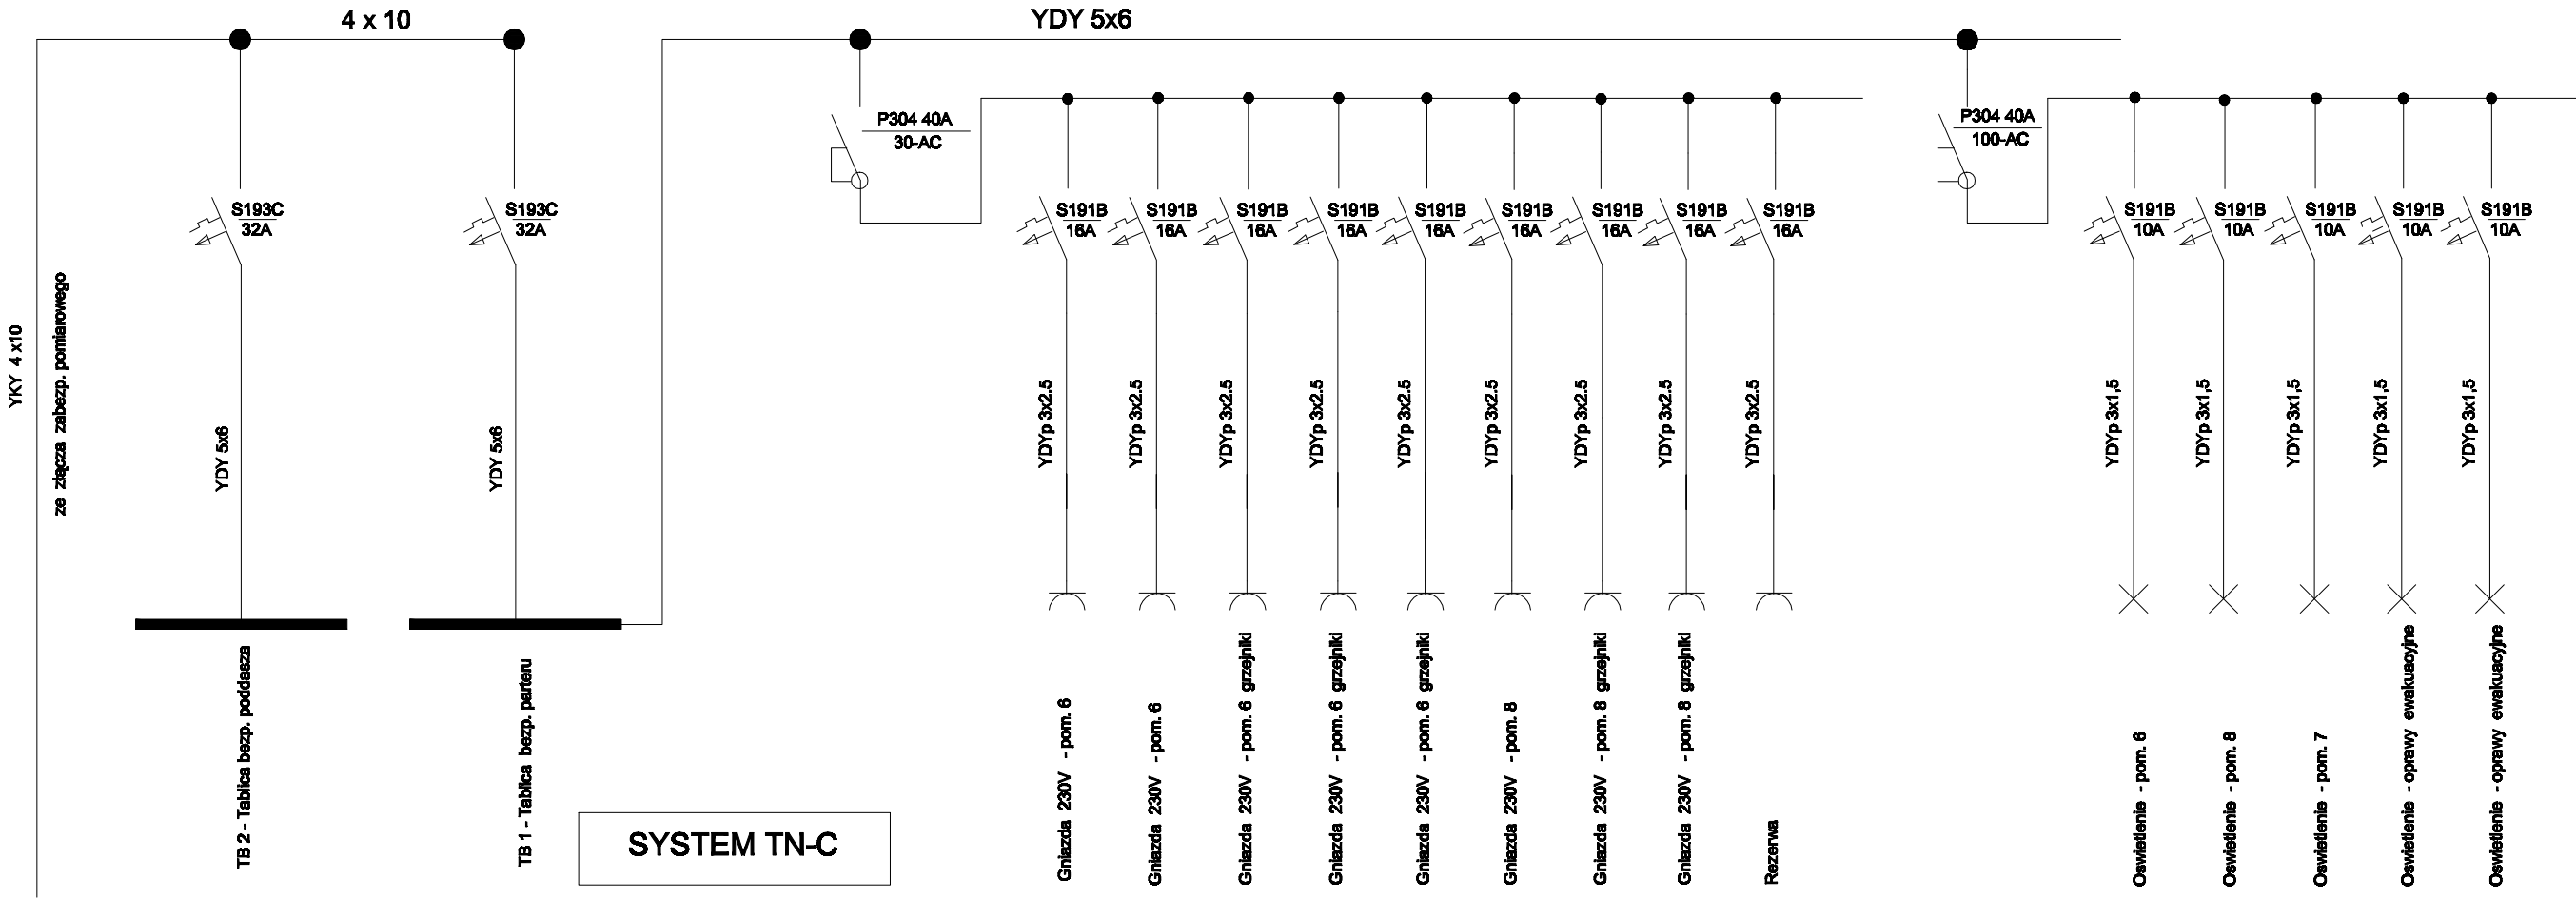

TB 2 - Tablica bezpiecznikowa poddasza

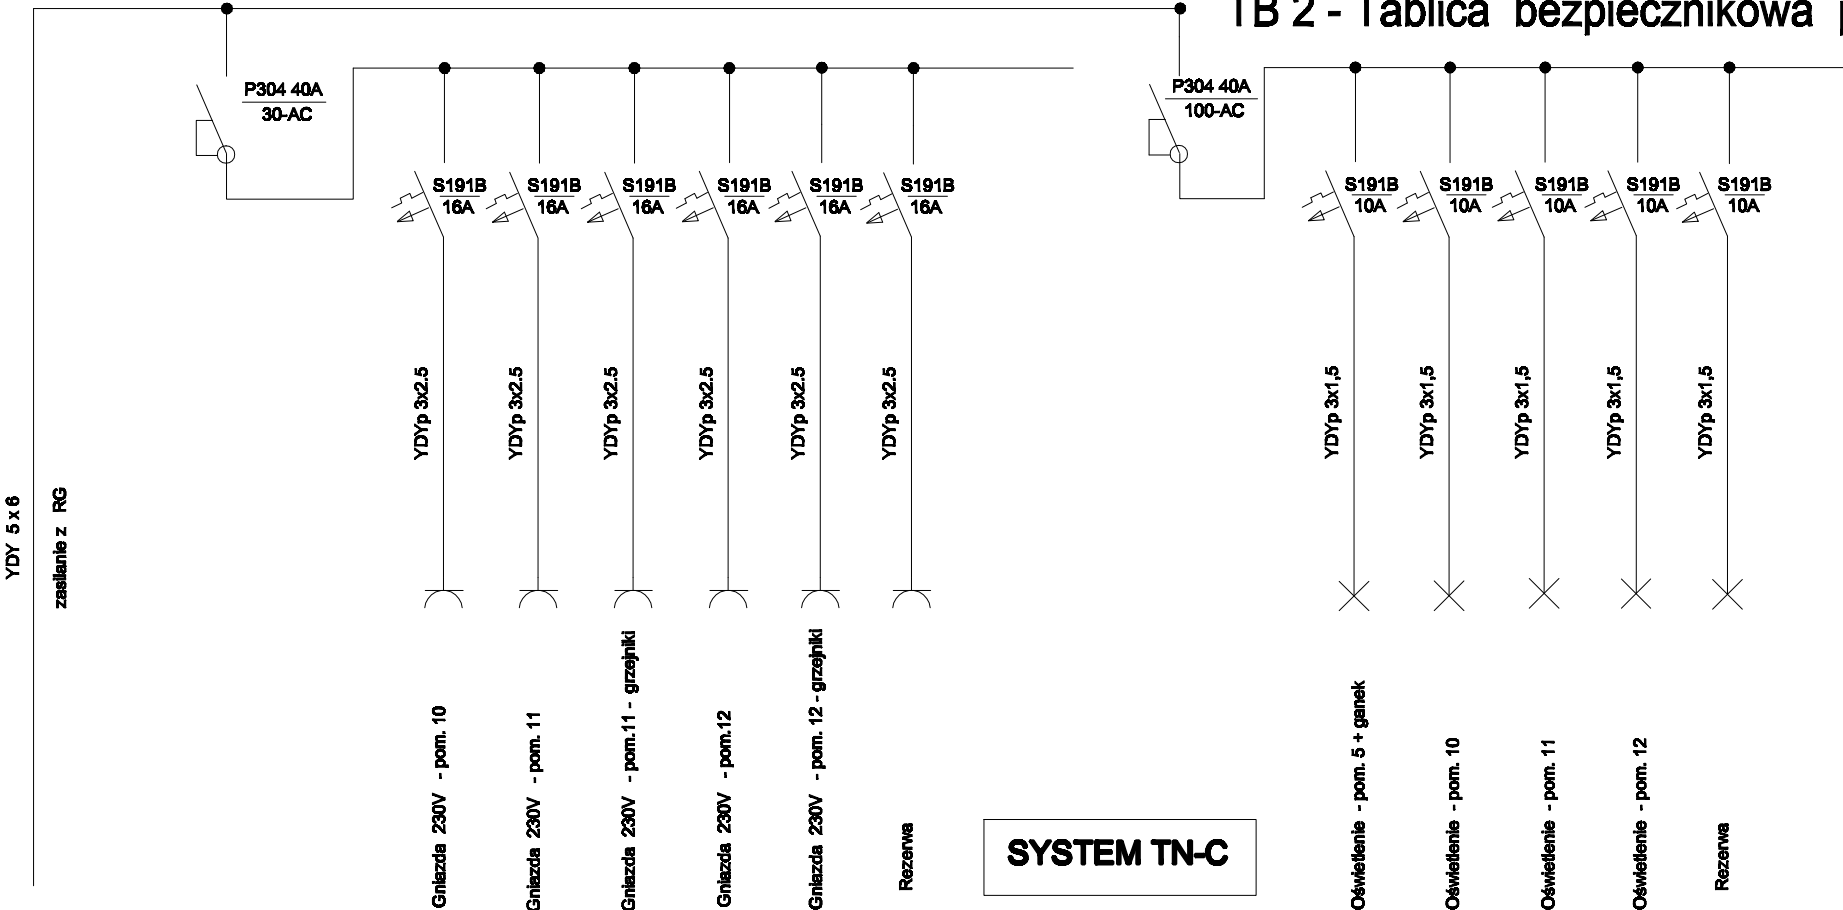

INWESTOR: URZĄD GMINY KUNÓW UL. WARSZAWSKA 45B 27-415 KUNÓW		Skala 1:100	SPIN-B
TEMAT: PROJEKT REMONTU BUDYNKU ŚWIE TLICY WIEJSKIEJ W MIEJSCOWOŚCI KOŁONIA PASKI INSTALACJA ELEKTRYCZNA - TABLICE GM. KUNÓW; KOŁONIA PIASKI		DZ. NR 132/1;132/2	
Elektr.	Projektant Gustaw Rzęsa	Uprawnienia 116/84	Nr rya. 2E Data 05.2010 Podpis