


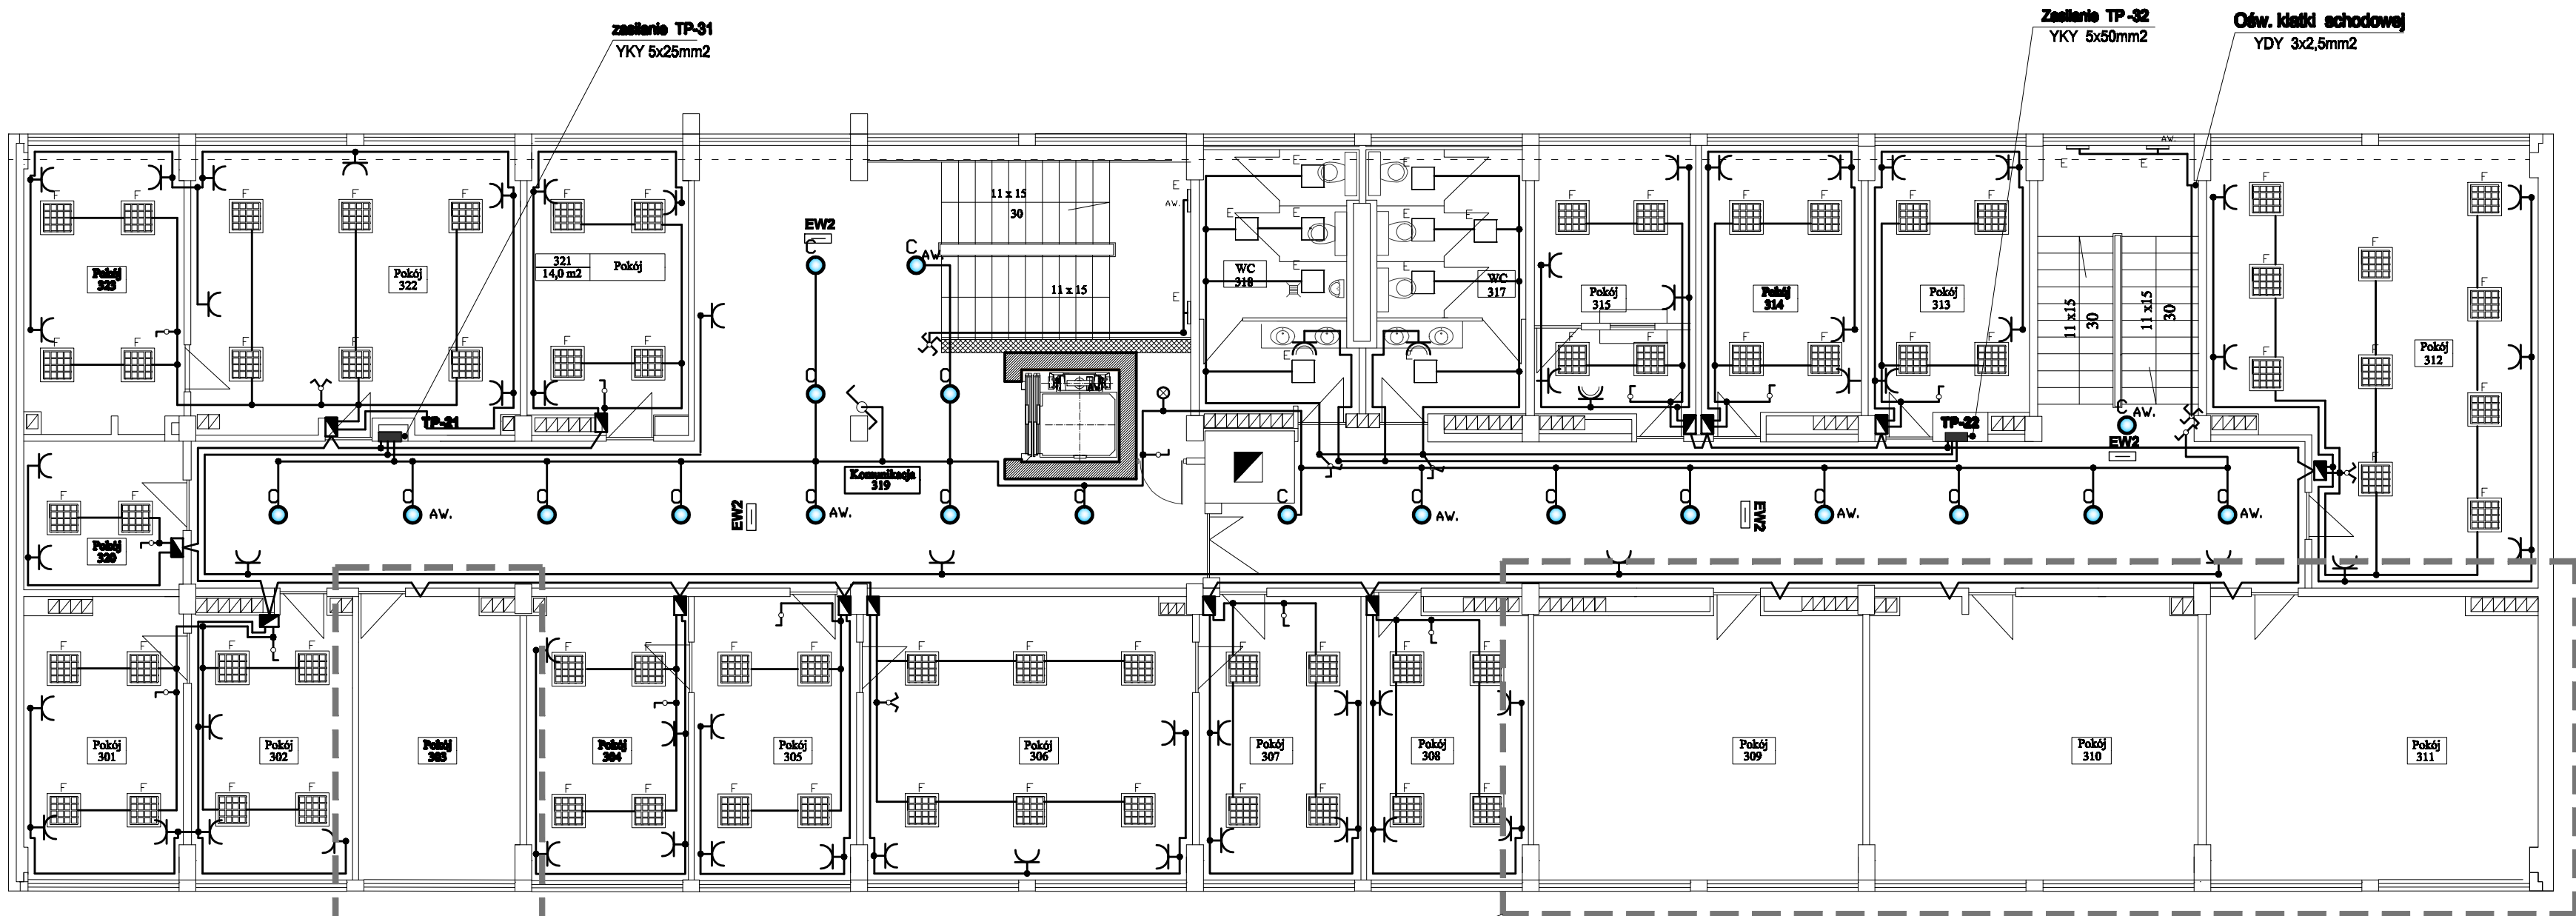

Pokoje do remontu
wg odrębnego opracowania

LEGENDA	
	BERYL K220 2x17W EVG
	BELKA FS 1x58W HSRC EVG
	BERYL M22 2x17W EVG
	BERYL N22/200 2x17W EVG
	RUBIN LOOK 2x24W TCL PLX
	RUBIN PLUS 4x18W PPAR EVG
	AGAT PLUS 4x18W PPAR EVG
	-oprawy wyposażone w moduł awaryjny
	-oprawa ewakuacyjna jednostronna
	-oprawa ewakuacyjna dwustronna

INWESTOR: GMINA KUNÓW 27-415 Kunów ul. Warszawska 45 B		Skala 1:100	SPIN-B
TEMAT: Remont Urzędu Gminy w Kunowie REMONT KORYTARZY, ŁAZIENEK			Nr rys. 3E
RZUT II PIĘTRA - INSTALACJA ELEKTRYCZNA Kunów. ul. Warszawska 45B			Data 05.2012
Branża Elektr.	Projektant Gustaw Rzęsa	Uprawnienia 116/84	Podpis